

RZUT PARTERU

STAN ISTNIEJĄCY

CZĘŚĆ PARTERU BUDYNKU POZA ZAKRESEM OPRACOWANIA

L. P.	POW. [m²]	WYSOKOŚĆ POM. W ŚWIEITLE [m]	NAZWA POMIESZCZENIA
P.1	23,63m²	3,43m	POMIESZCZENIE SKLEPU 1
P.2	15,53m²	3,88m	POMIESZCZENIE SKLEPU 2
P.3	10,02m²	3,88m	KLATKA SCHODOWA

CZĘŚĆ PARTERU BUDYNKU OBJĘTA OPRACOWANIEM

L. P.	POW. [m²]	WYSOKOŚĆ POM. W ŚWIEITLE [m]
P.4	21,94m²	3,43m
P.5	4,24m²	3,38m
P.6	5,25m²	3,43m
P.7	18,92m²	3,88m
P.8	74,71m²	3,88m
P.9	20,75m²	3,89m
P.10	35,22m²	3,88m
P.11	58,00m²	4,60m
P.12	6,24m²	4,00m
P.13	17,36m²	4,00m
P.14	10,92m²	4,00m
P.15	3,94m²	2,56m
Σ 277,49m²		

UWAGA: WYMIARY PODANE SĄ W CENTYMETRACH

ALMA
PROJEKT

PRACOWNIA ARCHITEKTONICZNO - URBANISTYCZNA
MGR INŻ. ARCH. MACIEJ KOLESIŃSKI

41-260 SŁAWKÓW, ul. WRZOSOWA 35, tel./fax. (032) 2609479, kom. 693 120 172, e-mail: biuro@almaprojekt.pl
NIP: 629-177-13-42, REGON: 277727322, PKO SA O/KATOWICE 23 12404227 1111000048433439

TYTUL OPRACOWANIA: LOKALIZACJA, PROJEKT BUDOWLANY
REWITALIZACJA CENTRUM GMINY W MIEJSCOWOŚCI MIECHÓW - CHARSZNICA
PRZEBUDOWA BUDYNKU DWORCA KOLEJOWEGO W MIECHOWIE - CHARSZNICY
WRAZ ZE ZMIANĄ SPOSOBU UŻYTKOWANIA CZĘŚCI PARTERU BUDYNKU
NA GMINNY OŚRODEK KULTURY
LOKALIZACJA: MIECHÓW - CHARSZNICA, UL. KOLEJOWA 1, NR EW. DZ.: 43/21, OBRĘB 0007 MIECHÓW - CHARSZNICA

INWESTOR
GMINA CHARSZNICA
ul. KOLEJOWA 20
32-250 CHARSZNICA

TREŚĆ RYSUNKU: PROJEKT ARCHITEKTONICZNO-BUDOWLANY - CZĘŚĆ ARCHITEKTONICZNA
RZUT PARTERU - STAN ISTNIEJĄCY

SKALA
1:100

PROJEKTANT, KIEROWNIK ZESPOŁU PROJEKTOWEGO
mgr inż. arch. MACIEJ KOLESIŃSKI
upr. architektoniczne nr 190/2001, czł. Śląskiej Okręgowej Izby Architektów nr SL-0022

DATA

09.2015

PODPIS

WYKONAŁ
mgr inż. MICHAŁ KOLESIŃSKI

SPRAWDZAJĄCY
mgr inż. arch. ALICJA NOWAK - KOLESIŃSKA
upr. architektoniczne nr 198/2001, czł. Śląskiej Okręgowej Izby Architektów nr SL-1191

UMOWA NR

IR7011.1.01.15

NR PROJEKTU

08/PB/15

NR RYSUNKU

PB-A-1

Załączony materiał stanowi własność firmy P.A.-U. ALMAPROJEKT. Ani umysłowe prawa własnościowe, ani dane, ani know-how, ani tajemnice interesu oraz licencja ich używania nie jest oddzielona zarówno pośrednio jak i bezpośrednio. Wszystkie informacje dotyczą wyłącznie adresata, przekazane w celu ich oceny, których to informacji nie wolno reprodukcować ani przekazywać osobom trzecim. Oprócz tego nie można ich wykorzystywać do produkcji lub innych celów albo też nawet upoważniać kogось do tego bez jednoznacznego, pisemnego zezwolenia firmy P.A.-U. ALMAPROJEKT. Przyjęcie tego dokumentu należy rozumieć jako przyjęcie powyższych warunków.

RZUT PARTERU

DEMONTAŻE I ROZBIÓRKI

CZĘŚĆ PARTERU BUDYNKU POZA ZAKRESEM OPRACOWANIA

L. P.	POW. [m ²]	WYSOKOŚĆ POM. W ŚWIETLE [m]	NAZWA POMIESZCZENIA
P.1	23,63m ²	3,43m	POMIESZCZENIE SKLEPU 1
P.2	15,53m ²	3,88m	POMIESZCZENIE SKLEPU 2
P.3	10,02m ²	3,88m	KLATKA SCHODOWA

CZĘŚĆ PARTERU BUDYNKU OBJĘTA OPRACOWANIEM

L. P.	POW. [m ²]	WYSOKOŚĆ POM. W ŚWIETLE [m]
P.4	21,94m ²	3,43m
P.5	4,24m ²	3,38m
P.6	5,25m ²	3,43m
P.7	18,92m ²	3,88m
P.8	74,71m ²	3,88m
P.9	20,75m ²	3,89m
P.10	35,22m ²	3,88m
P.11	58,00m ²	4,60m
P.12	6,24m ²	4,00m
P.13	17,36m ²	4,00m
P.14	10,92m ²	4,00m
P.15	3,94m ²	2,56m
Σ 277,49m ²		

UWAGA: WYMIARY PODANE SĄ W CENTYMETRACH

ALMA
PROJEKT

PRACOWNIA ARCHITEKTONICZNO - URBANISTYCZNA
MGR INŻ. ARCH. MACIEJ KOLESIŃSKI

41-260 SŁAWKÓW, ul. WRZOSOWA 35, tel./fax. (032) 2609479, kom. 693 120 172, e-mail: biuro@almaprojekt.pl
NIP: 629-177-13-42, REGON: 277727322, PKO SA O/KATOWICE 23 12404227 1111000048433439

TYTUŁ OPRACOWANIA, LOKALIZACJA: PROJEKT BUDOWLANY
REWITALIZACJA CENTRUM GMINY W MIEJSCOWOŚCI MIECHÓW - CHARSZNICA
PRZEBUDOWA BUDYNKU DWORCA KOLEJOWEGO W MIECHOWIE - CHARSZNICY
WRAZ ZE ZMIANĄ SPOSOBU UŻYTKOWANIA CZĘŚCI PARTERU BUDYNKU
NA GMINNY OŚRODEK KULTURY
LOKALIZACJA: MIECHÓW - CHARSZNICA, UL. KOLEJOWA 1, NR EW. DZ.: 43/21, OBRĘB 0007 MIECHÓW - CHARSZNICA

INWESTOR
GMINA CHARSZNICA
ul. KOLEJOWA 20
32-250 CHARSZNICA

TREŚĆ RYSUNKU: PROJEKT ARCHITEKTONICZNO-BUDOWLANY - CZĘŚĆ ARCHITEKTONICZNA
RZUT PARTERU - DEMONTAŻE I ROZBIÓRKI

SKALA
1:100

PROJEKTANT, KIEROWNIK ZESPOŁU PROJEKTOWEGO
mgr inż. arch. MACIEJ KOLESIŃSKI
upr. architektoniczne nr 190/2001, cał. Śląskiej Okręgowej Izby Architektów nr SL-0022

DATA
09.2015

PODPIS

WYKONAŁ
mgr inż. MICHAŁ KOLESIŃSKI

UMOWA NR
IR7011.1.01.15
NR PROJEKTU
08/PB/15
NR RYSUNKU
PB-A-4

 
Sprawdzający
mgr inż. arch. ALICJA NOWAK - KOLESIŃSKA
upr. architektoniczne nr 190/2001, cał. Śląskiej Okręgowej Izby Architektów nr SL-1191
Załączony materiał stanowi własność firmy P.A.-U. ALMAPROJEKT. Ani umysłowe prawa własnościowe, ani dane, ani know-how, ani tajemnice interesu oraz licencja ich używania nie jest oddana zarówno pośrednio jak i bezpośrednio. Wszystkie informacje dotyczą wyłącznie adresata, przekazane w celu ich oceny, których to informacji nie wolno reprodukcować ani przekazywać osobom trzecim. Oprócz tego nie można ich wykorzystywać do produkcji lub innych celów albo też nawet upoważniać kogós do tego bez jednoznacznego, pisemnego zezwolenia firmy P.A.-U. ALMAPROJEKT. Przyjęcie tego dokumentu należy rozumieć jako przyjęcie powyżej wymienionych warunków.

UWAGI:

- W WSZYSTKICH POMIESZCZENIACH NALEŻY ZE ŚCIAN SKUĆ SPĘKANE LUB ODSPÓJONE TYNKI (DODATKOWO WE WSZYSTKICH POMIESZCZENIACH NALEŻY SKUĆ W CAŁOŚCI TYNKI ZE ŚCIAN OD POZIOMU POSADZKI DO WYSOKOŚCI 1,5m, ZE WZGLĘDU NA ZNISZCZENIA WYWOŁANE PRZEZ PANUJĄCĄ W ŚCIANACH WILGOĆ;
- WE WSZYSTKICH POMIESZCZENIACH NALEŻY Z SUFITÓW SKUĆ ISTNIEJĄCE TYNKI;
- WE WSZYSTKICH POMIESZCZENIACH NALEŻY USUNĄĆ WSZYSTKIE WARSTWY PODŁOGI;
- W POMIESZCZENIU O NR P.13 NALEŻY SKUĆ ISTNIEJĄCE PŁYTKI ZE ŚCIAN;
- W POMIESZCZENIU O NR P.9 NALEŻY ROZEBRAĆ ISTNIEJĄCY SUFIT OBNIŻONY WYKONANY Z DREWNA;
- W POMIESZCZENIU O NR P.5 NALEŻY ZDEMONTOWAĆ CERAMIKĘ ŁAZIENKOWĄ;
- WE WSZYSTKICH POMIESZCZENIACH NALEŻY ZDEMONTOWAĆ ISTNIEJĄCE OKNA I DRZWI WRAZ Z OŚCIEŻAMI (WYJĄTEK STANOWIĄ DRZWI POMIĘDZY POMIESZCZENIAMI P.8 I P.10, PODLEGAJĄCE RENOWACJI KONSERWATORSKIEJ;
- W POMIESZCZENIU P.8 NALEŻY ZDEMONTOWAĆ ISTNIEJĄCE OKNA KASOWE;
- W POMIESZCZENIACH O NR P.11, P.12, P.13, P.14 NALEŻY ROZEBRAĆ ISTNIEJĄCY STROP (PRZED ROZBIÓRKĄ STROPU NALEŻY USUNĄĆ ODCHODY GOŁĘBIE ZAŁEGAJĄCE NA STROPIE - ODCHODY GOŁĘBIE NALEŻY USUNĄĆ RÓWNIEŻ ZE STROPU PODDASZA SEGMENTU NAJNIŻSZEGO ZLOKALIZOWANEGO PO PRZECIWNEJ STRONIE BUDYNKU - ELEWACJA ZACHODNIA);
- W MIEJSCACH WSKAZANYCH NA RYSUNKU NALEŻY WYKONAĆ PRZEPUSTY POD PROJEKTOWANĄ INSTALACJĘ WENTYLACJI.

LEGENDA:

▣ - fragmenty istniejących ścian z cegły pełnej do rozbiórki



L. P.	NAZWA POMIESZCZENIA	POSADZKA	WYSOKOŚĆ POM. W ŚWIEŁLE [m]	POW. [m²]
P.4	POCZEKALNIA	PLYTKI GRES	3,16m	21,94m²
P.5	WC OGÓLNODOSTĘPNE	PLYTKI GRES	3,16m	4,24m²
P.6	KOMUNIKACJA	PLYTKI GRES	3,16m	5,25m²
P.7	SALA NR 1	PLYTKI GRES	3,65m	18,40m²
P.8	SALA NR 2	PLYTKI GRES	3,65m	73,26m²
P.9	MAGAZYN	PLYTKI GRES	3,65m	19,15m²
P.10	SALA NR 3	PLYTKI GRES	3,65m	34,65m²
P.11	KOMUNIKACJA	PLYTKI GRES	3,65m	18,43m²
P.12	POMIESZCZENIE BIUROWE	PLYTKI GRES	3,65m	14,03m²
P.13	POM. ZAPLECZA KUCHENNEGO	PLYTKI GRES	3,65m	20,47m²
P.14	POMIESZCZENIE PORZĄDKOWE	PLYTKI GRES	3,65m	2,84m²
P.15	BRUDOWNIK	PLYTKI GRES	3,65m	2,87m²
P.16	KOTŁOWNIA	PLYTKI GRES	3,65m	10,93m²
P.17	WC DAMSKI/ OSOBY NIEPEŁNOSPRAWNE	PLYTKI GRES	3,65m	4,45m²
P.18	WC MĘSKI	PLYTKI GRES	3,65m	4,16m²
P.19	KOMUNIKACJA	PLYTKI GRES	2,56m	3,94m²
P.20	POMIESZCZENIE PIELĘGNIARKI	PLYTKI GRES	3,65m	11,66m²
				270,97m²

ALMA
PROJEKT

PRACOWNIA ARCHITEKTONICZNO - URBANISTYCZNA
MGR INŻ. ARCH. MACIEJ KOLESIŃSKI

41-260 SŁAWKÓW, ul. WRZOSOWA 35, tel./fax. (032) 2609479, kom. 693 120 172, e-mail: biuro@almaprojekt.pl
NIP: 629-177-13-42, REGON: 277727322, PKO SA O/KATOWICE 23 12404227 1111000048433439

TYTUŁ OPRAWOWANIA, LOKALIZACJA: PROJEKT BUDOWLANY REWITALIZACJA CENTRUM GMINY W MIEJSCOWOŚCI MIECHÓW - CHARSZNICA PRZEBUDOWA BUDYNKU DWORCA KOLEJOWEGO W MIECHOWIE - CHARSZNICY WRAZ ZE ZMIANĄ SPOSOBU UŻYTKOWANIA CZĘŚCI PARTERU BUDYNKU NA GMINNY OŚRODEK KULTURY	INWESTOR GMINA CHARSZNICA ul. KOLEJOWA 20 32-250 CHARSZNICA
--	--

LOKALIZACJA: MIECHÓW - CHARSZNICA, UL. KOLEJOWA 1, NR EW. DZ.: 43/21, OBRĘB 0007 MIECHÓW - CHARSZNICA		
TREŚĆ RYSUNKU: PROJEKT ARCHITEKTONICZNO-BUDOWLANY - CZĘŚĆ ARCHITEKTONICZNA		SKALA
RZUT PARTERU - ZAMUROWANIA		1:100

PROJEKTANT, KIEROWNIK ZESPOŁU PROJEKTOWEGO mgr inż. arch. MACIEJ KOLESIŃSKI upr. architektoniczne nr 190/2001, czł. Śląskiej Okręgowej Izby Architektów nr SL-0022	DATA	PODPIS 	UMOWA NR IR7011.1.01.1
---	------	---	----------------------------------

WYKONAŁ mgr inż. MICHAŁ KOLESIŃSKI	09.2015	 _____ NR PROJEKTU 08/PB/15 NR DYSKUSJI I
---------------------------------------	---------	---

mgr inż. arch. ALICJA NOWAK - KOLESIŃSKA
upr. architektoniczne nr 198/2001, czł. Śląskiej Okręgowej Izby Architektów nr SL-191

Załączane materiały stanowią własność firmy P.A.-U. ALMADROKSPET. Ani umysłowe prawa własności, ani dane, ani know-how, ani tajemnice interesu oraz licencja ich używania nie jest oddzielana zarówno pośrednio jak i bezpośrednio. Wszystkie informacje dotyczą wyłącznie adresata, przekazane w celu ich oceny, których to informacji nie wolno reprodukować ani przekazywać osobom trzecim. Oprócz tego nie można ich wykorzystywać do produkcji lub innych celów albo też nawet upoważnić kogós do tego bez jednoznacznego, pisemnego zezwolenia firmy P.A.-U. ALMADROKSPET. Przyjęcie tego dokumentu należy rozumieć jako przyjęcie powyżej wymienionych warunków.

RZUT PARTERU
STAN PROJEKTOWANY

CZĘŚĆ PARTERU BUDYNKU POZA ZAKRESEM OPRACOWANIA

L. P.	NAZWA POMIESZCZENIA	POSADZKA	WYSOKOŚĆ POM. W ŚWIETLE [m]	POW. [m²]
P.1	POMIESZCZENIE SKLEPU 1	PLYTKI GRES	3,43m	23,63m²
P.2	POMIESZCZENIE SKLEPU 2	PLYTKI GRES	3,88m	15,53m²
P.3	KLATKA SCHODOWA	PLYTKI GRES	3,88m	9,24m²

CZĘŚĆ PARTERU BUDYNKU OBJĘTA OPRACOWANIEM

L. P.	NAZWA POMIESZCZENIA	POSADZKA	WYSOKOŚĆ POM. W ŚWIETLE [m]	POW. [m²]
P.4	POCZEKALNIA	PLYTKI GRES	3,43m	21,94m²
P.5	WC OGÓLNODOSTĘPNE	PLYTKI GRES	3,38m	4,24m²
P.6	KOMUNIKACJA	PLYTKI GRES	3,43m	5,25m²
P.7	SALA NR 1	PLYTKI GRES	3,30m	18,40m²
P.8	SALA NR 2	PLYTKI GRES	3,30m	73,26m²
P.9	MAGAZYN	PLYTKI GRES	3,30m	19,15m²
P.10	SALA NR 3	PLYTKI GRES	3,30m	34,65m²
P.11	KOMUNIKACJA	PLYTKI GRES	2,70m	18,43m²
P.12	POMIESZCZENIE BIUROWE	PLYTKI GRES	3,30m	14,03m²
P.13	POM. ZAPLECZA KUCHENNEGO	PLYTKI GRES	3,30m	20,47m²
P.14	POMIESZCZENIE PORZĄDKOWE	PLYTKI GRES	3,00m	2,84m²
P.15	BRUDOWNIK	PLYTKI GRES	3,00m	2,87m²
P.16	KOTŁOWNIA	PLYTKI GRES	3,77m	10,93m²
P.17	WC DAMSKI/ OSOBY NIEPEŁNOSPRAWNE	PLYTKI GRES	3,30m	4,45m²
P.18	WC MĘSKI	PLYTKI GRES	3,30m	4,16m²
P.19	KOMUNIKACJA	PLYTKI GRES	2,56m	3,94m²
P.20	POMIESZCZENIE PIELEŃNIARKI	PLYTKI GRES	3,30m	11,66m²
				Σ 270,97m²

Uzgodniono pod względem wymagań
higienicznych i zdrowotnych
bez zastrzeżeń (z zastrzeżeniami)

data 21.10.15

podpis

inż. Krystyna Kocurek

Rzecznik ds. sanitarnohigienicznych

Nr uprawnień 55-N/93

w zakresie - bez ograniczeń

40-703 Katowice, ul. Mierzejewskiego 12

tel. 71 32 32 17

PRACOWNIA ARCHITEKTONICZNO - URBANISTYCZNA

MGR INŻ. ARCH. MACIEJ KOLESIŃSKI

ALMA

PROJEKT

41-280 SŁAWKÓW, ul. WRZOSOWA 35, tel./fax. (032) 2609479, kom. 693 120 172, e-mail: biuro@almaprojekt.pl
NIP: 629-177-13-42, REGON: 277727322, PKO SA O/KATOWICE 23 12404227 1111000048433439

TYTUŁ OPRACOWANIA: LOKALIZACJA PROJEKTU BUDOWLANEGO
REWITALIZACJA CENTRUM GMINY W MIEJSCOWOŚCI MIECHÓW - CHARSZNICA
PRZEBUDOWA BUDYNKU DWORCA KOLEJOWEGO W MIECHOWIE - CHARSZNICY
WRAZ ZE ZMIANĄ SPOSOBU UŻYTKOWANIA CZĘŚCI PARTERU BUDYNKU
NA GMINNY OŚRODEK KULTURY
LOKALIZACJA: MIECHÓW - CHARSZNICA, UL. KOLEJOWA 1, NR EW. DZ.: 43/21, OBRĘB 0007 MIECHÓW - CHARSZNICA

INWESTOR
GMINA CHARSZNICA
ul. KOLEJOWA 20
32-250 CHARSZNICA

TREŚĆ RYSUNKU: PROJEKT ARCHITEKTONICZNO-BUDOWLANY - CZĘŚĆ ARCHITEKTONICZNA

SKALA

RZUT PARTERU - STAN PROJEKTOWANY

1:100

PROJEKTANT, KIEROWNIK ZESPÓŁU PROJEKTOWEGO

DATA

09.2015

PODPIS

mgr inż. arch. MACIEJ KOLESIŃSKI

mgr inż. MICHAŁ KOLESIŃSKI

SPRAWDZAJĄCY

mgr inż. arch. ALICJA NOWAK - KOLESIŃSKA

mgr inż. arch. ALICJA NOWAK - KOLESIŃSKA

mgr inż. arch. ALICJA NOWAK - KOLESIŃSKA

mgr inż. arch. ALICJA NOWAK - KOLESIŃSKA

mgr inż. arch. ALICJA NOWAK - KOLESIŃSKA

mgr inż. arch. ALICJA NOWAK - KOLESIŃSKA

mgr inż. arch. ALICJA NOWAK - KOLESIŃSKA

mgr inż. arch. ALICJA NOWAK - KOLESIŃSKA

UMOWA NR

IR7011.1.01.15

NR PROJEKTU

08/PB/15

NR RYSUNKU

PB-A-6

Załącznik do umowy nr 198/2001, z dnia 19.01.2001 r. z dnia 19.01.2001 r.

Załącznik do umowy nr 198/2001, z dnia 19.01.2001 r. z dnia 19.01.2001 r.

Załącznik do umowy nr 198/2001, z dnia 19.01.2001 r. z dnia 19.01.2001 r.

Załącznik do umowy nr 198/2001, z dnia 19.01.2001 r. z dnia 19.01.2001 r.

Załącznik do umowy nr 198/2001, z dnia 19.01.2001 r. z dnia 19.01.2001 r.

Załącznik do umowy nr 198/2001, z dnia 19.01.2001 r. z dnia 19.01.2001 r.

UWAGA: WYMIARY PODANE SĄ W CENTYMETRACH

RZUT PARTERU
SUFITY PODWIESZONE

CZĘŚĆ PARTERU BUDYNKU POZA ZAKRESEM OPRACOWANIA

L. P.	NAZWA POMIESZCZENIA	POSADZKA	WYSOKOŚĆ POM. W ŚWIECIE [m]	POW. [m²]
P.1	POMIESZCZENIE SKLEPU 1	PLYTKI GRES	3,43m	23,63m²
P.2	POMIESZCZENIE SKLEPU 2	PLYTKI GRES	3,88m	15,53m²
P.3	KLATKA SCHODOWA	PLYTKI GRES	3,88m	9,24m²

CZĘŚĆ PARTERU BUDYNKU OBJĘTA OPRACOWANIEM

L. P.	NAZWA POMIESZCZENIA	POSADZKA	WYSOKOŚĆ POM. W ŚWIECIE [m]	POW. [m²]
P.4	POCZEKALNIA	PLYTKI GRES	3,16m	21,94m²
P.5	WC OGÓLNODOSTĘPNE	PLYTKI GRES	3,16m	4,24m²
P.6	KOMUNIKACJA	PLYTKI GRES	3,16m	5,25m²
P.7	SALA NR 1	PLYTKI GRES	3,65m	18,40m²
P.8	SALA NR 2	PLYTKI GRES	3,65m	73,26m²
P.9	MAGAZYN	PLYTKI GRES	3,65m	19,15m²
P.10	SALA NR 3	PLYTKI GRES	3,65m	34,65m²
P.11	KOMUNIKACJA	PLYTKI GRES	3,65m	18,43m²
P.12	POMIESZCZENIE BIUROWE	PLYTKI GRES	3,65m	14,03m²
P.13	POM. ZAPLECZA KUCHENNEGO	PLYTKI GRES	3,65m	20,47m²
P.14	POMIESZCZENIE PORZĄDKOWE	PLYTKI GRES	3,65m	2,84m²
P.15	BRUDOWNIK	PLYTKI GRES	3,65m	2,87m²
P.16	KOTŁOWNIA	PLYTKI GRES	3,65m	10,93m²
P.17	WC DAMSKI/ OSOBY NIEPEŁNOSPRAWNE	PLYTKI GRES	3,65m	4,45m²
P.18	WC MĘSKI	PLYTKI GRES	3,65m	4,16m²
P.19	KOMUNIKACJA	PLYTKI GRES	2,56m	3,94m²
P.20	POMIESZCZENIE PIELĘGNIARKI	PLYTKI GRES	3,65m	11,66m²
				270,97m²

UWAGA: WYMIARY PODANE SĄ W CENTYMETRACH

ALMA
PROJEKT

PRACOWNIA ARCHITEKTONICZNO - URBANISTYCZNA
MGR INŻ. ARCH. MACIEJ KOLESIŃSKI

41-260 SŁAWKÓW, ul. WRZOSOWA 35, tel./fax. (032) 2609479, kom. 693 120 172, e-mail: biuro@almaprojekt.pl
NIP: 629-177-13-42, REGON: 277727322, PKO SA O/KATOWICE 23 12404227 1111000048433439

TYTUŁ OPRACOWANIA: LOKALIZACJA PROJEKT BUDOWLANY
REWITALIZACJA CENTRUM GMINY W MIEJSCOWOŚCI MIECHÓW - CHARSZNICA
PRZEBUDOWA BUDYNKU DWORCA KOLEJOWEGO W MIECHOWIE - CHARSZNICY
WRAZ ZE ZMIANĄ SPOSOBU UŻYTKOWANIA CZĘŚCI PARTERU BUDYNKU
NA GMINNY OŚRODEK KULTURY
LOKALIZACJA: MIECHÓW - CHARSZNICA, UL. KOLEJOWA 1, NR EW. DZ.: 43/21, OBRĘB 0007 MIECHÓW - CHARSZNICA

INWESTOR
GMINA CHARSZNICA
ul. KOLEJOWA 20
32-250 CHARSZNICA

TREŚĆ RYSUNKU: PROJEKT ARCHITEKTONICZNO-BUDOWLANY - CZĘŚĆ ARCHITEKTONICZNA
RZUT PARTERU - SUFITY PODWIESZONE

SKALA
1:100

PROJEKTANT, KIEROWNIK ZESPÓŁU PROJEKTOWEGO
mgr inż. arch. MACIEJ KOLESIŃSKI
upr. architektoniczne nr 190/2001, czł. Śląskiej Okręgowej Izby Architektów nr SL-0022

DATA

09.2015

PODPIS

WYKONAŁ

mgr inż. MICHAŁ KOLESIŃSKI

SPRAWDZAJĄCY

mgr inż. arch. ALICJA NOWAK - KOLESIŃSKA
upr. architektoniczne nr 199/2001, czł. Śląskiej Okręgowej Izby Architektów nr SL-1191

UMOWA NR

IR7011.1.01.15

NR PROJEKTU

08/PB/15

NR RYSUNKU


PB-A-12


Załączono materiały stanowiące własność firmy P.A.-U. ALMAPROJEKT. Ani umysłowe prawa własnościowe, ani dane, ani know-how, ani tajemnice interesu oraz licencje ich używania nie jest oddzielone zarówno pośrednio jak i bezpośrednio. Wszystkie informacje dotyczące wyliczeń, adresów, przekazane w celu ich certyfikacji, których to informacji nie wolno reprodukcji ani przekazywać osobom trzecim. Oprócz tego nie można ich wykorzystywać do produkcji lub innych celów albo nawet upoważniać kogось do tego bez jednoznacznej, pisemnej zgody firmy P.A.-U. ALMAPROJEKT. Przyjęcie tego dokumentu należy rozumieć jako przyjęcie powyższych warunków.

LEGENDA:



- zakres sufitów podwieszonych - WYSOKOŚĆ POMIESZCZEŃ W ŚWIECIE WG TABELI

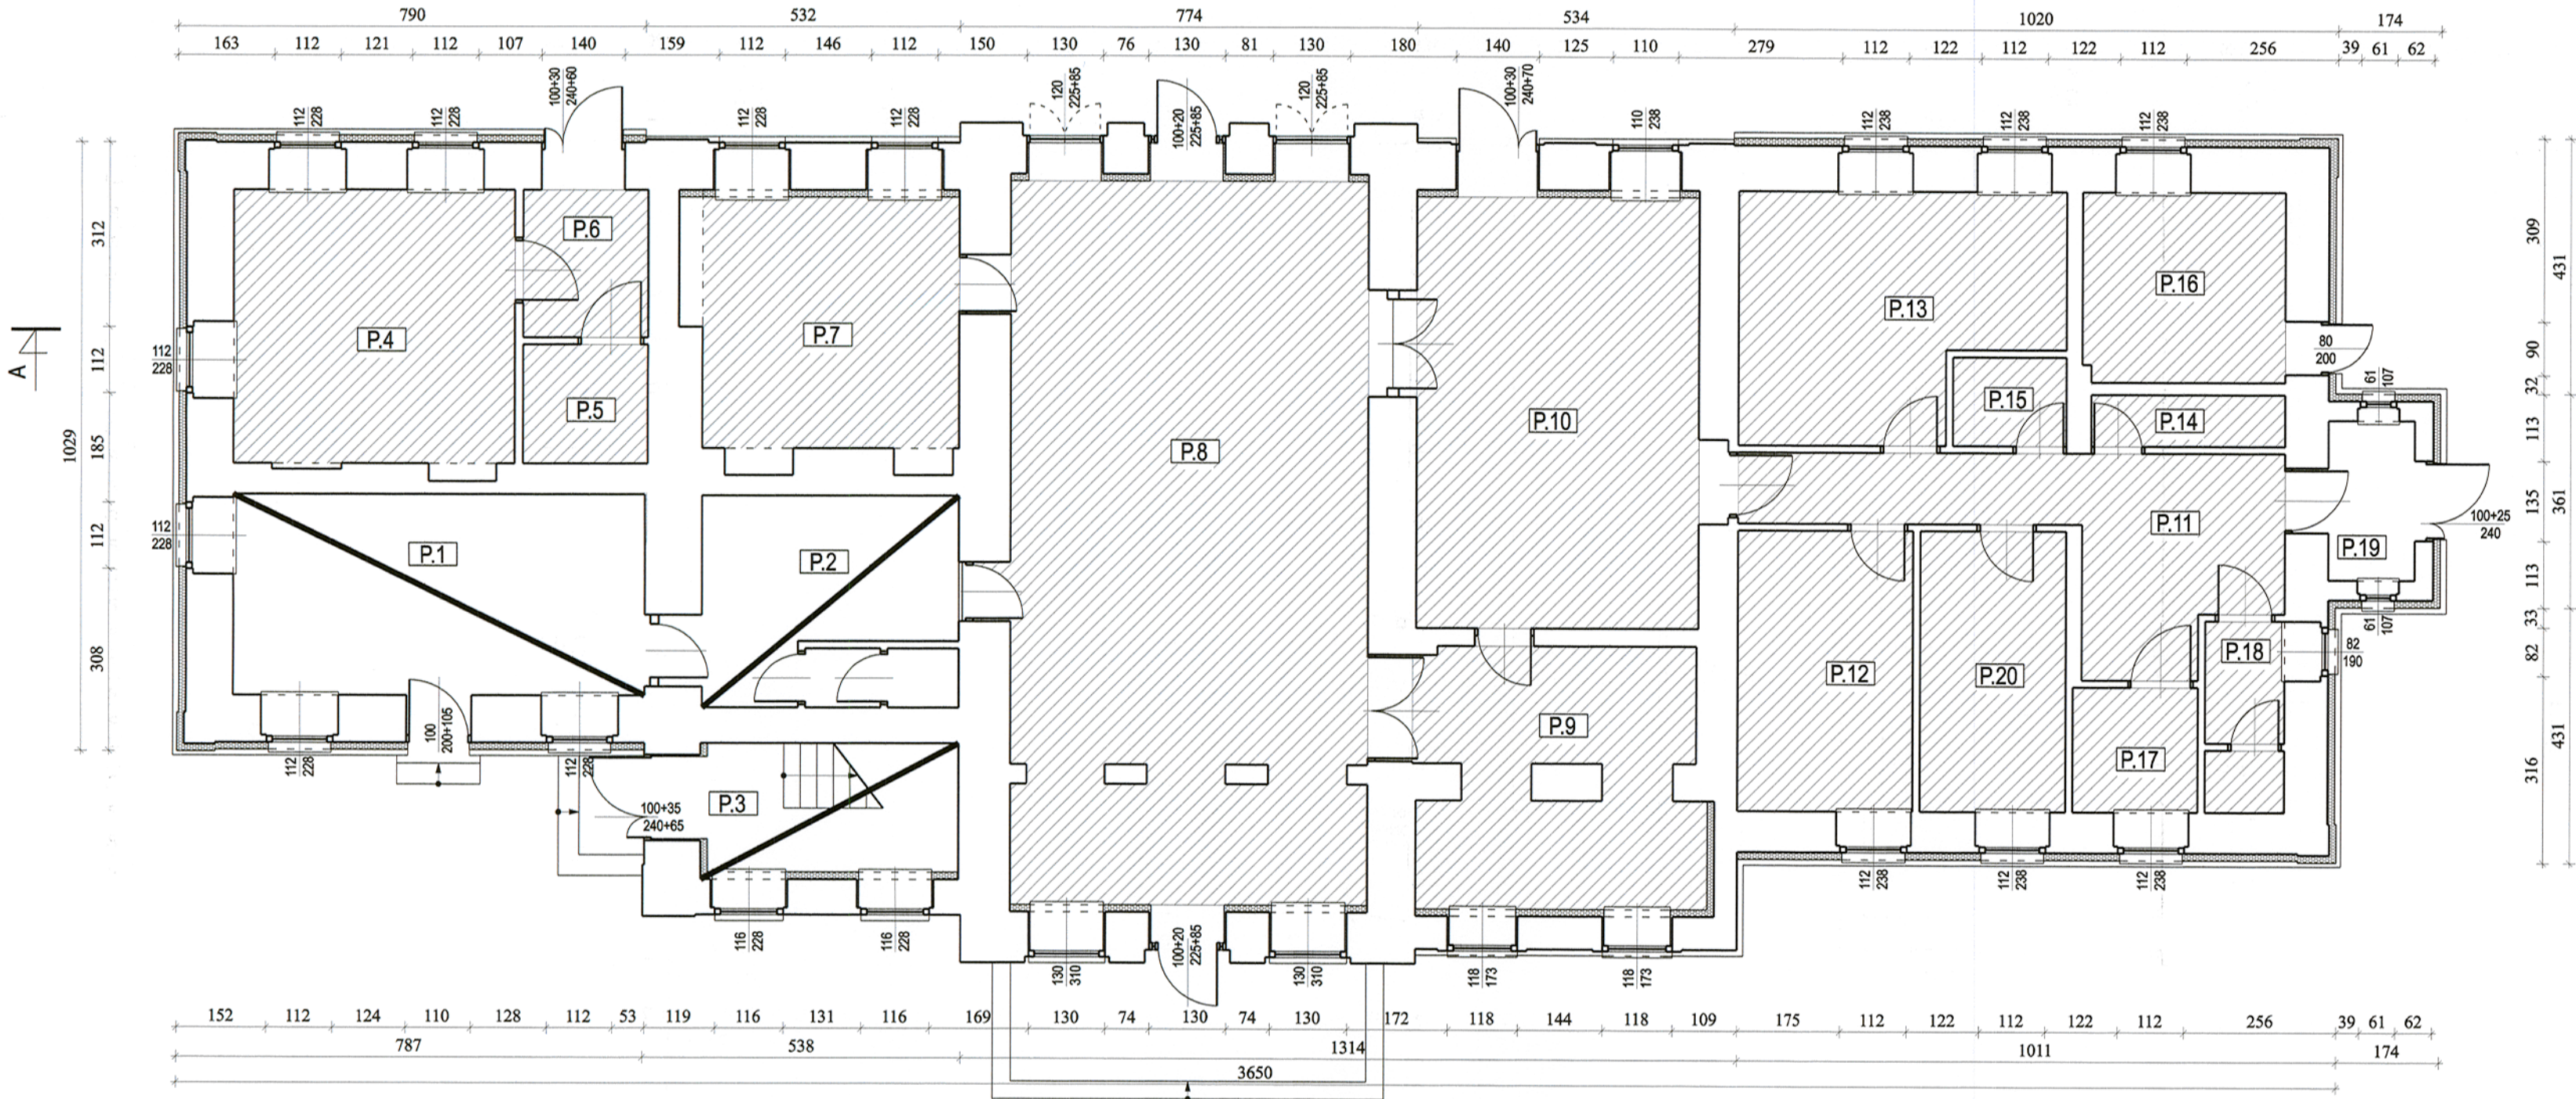

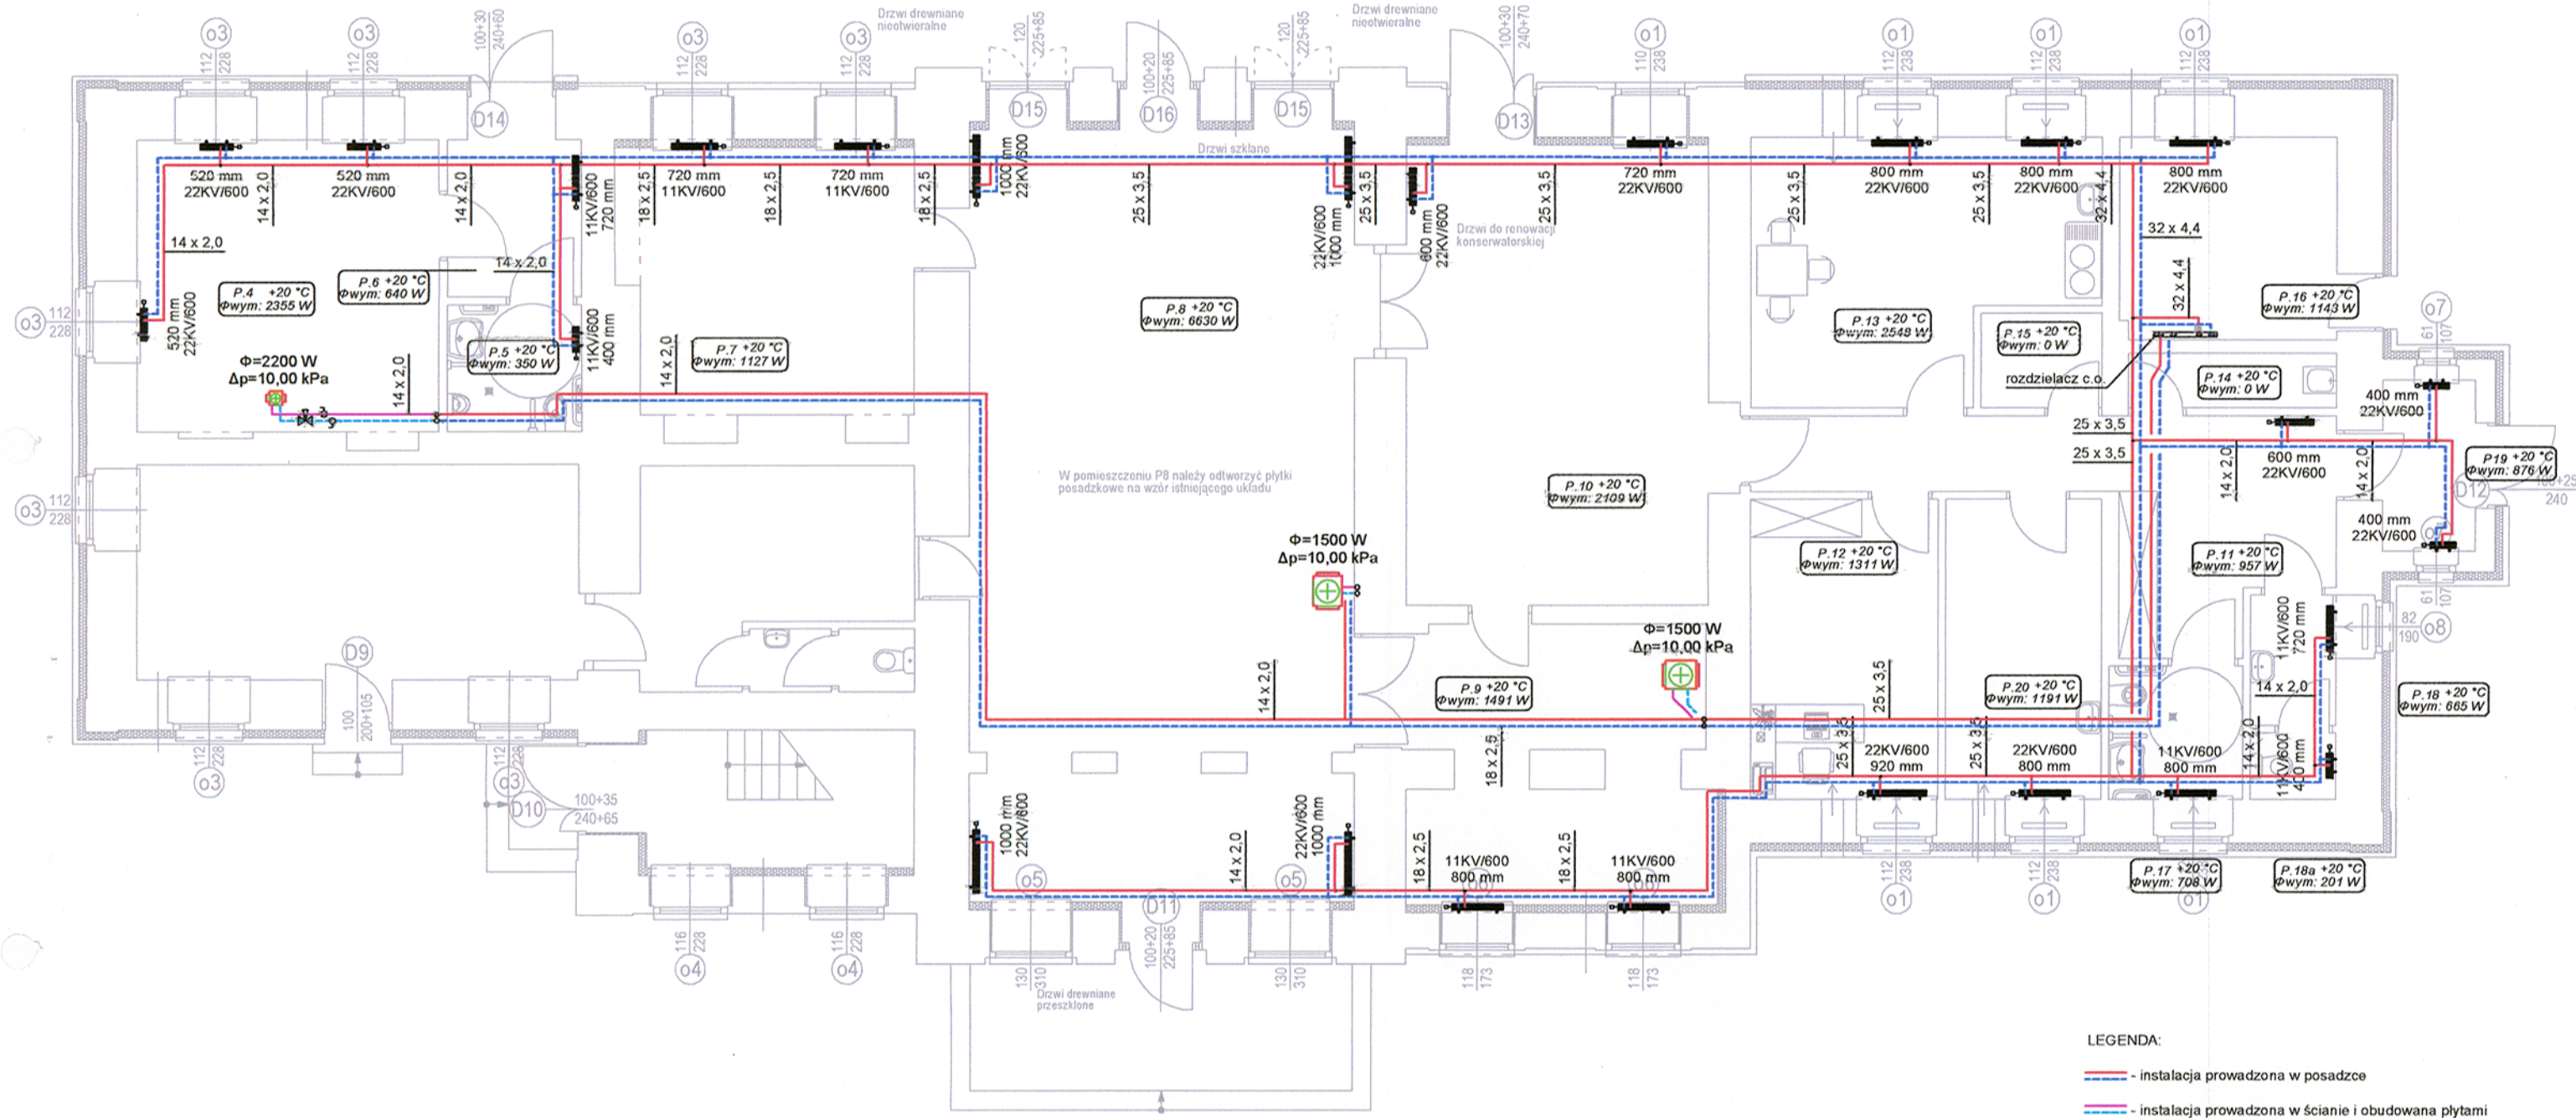

LEGENDA:

- instalacja prowadzona w posadzce
- instalacja prowadzona w ścianie i obudowana płytami
- grzejnik płytowy

WYPOSAŻENIE NAGRZEWNICY WODNEJ:

- zawór odpowietrzający
- zawór spustowy
- dwa zawory odcinające
- zawór trójdrogowy wraz z siłownikiem
- zawór automatycznej regulacji ABQM

CZĘŚĆ PARTERU BUDYNKU POZA ZAKRESEM OPRACOWANIA

L. P.	NAZWA POMIESZCZENIA	POSADZKA	WYSOKOŚĆ POM. W ŚWIETLE [m]	POW. [m ²]
P.1	POMIESZCZENIE SKLEPU 1	PŁYTKI GRES	3,43m	23,63m ²
P.2	POMIESZCZENIE SKLEPU 2	PŁYTKI GRES	3,88m	15,53m ²
P.3	KLATKA SCHODOWA	PŁYTKI GRES	3,88m	9,24m ²

CZĘŚĆ PARTERU BUDYNKU OBJĘTA OPRACOWANIEM

L. P.	NAZWA POMIESZCZENIA	POSADZKA	WYSOKOŚĆ POM. W ŚWIETLE [m]	POW. [m ²]
P.4	POCZEKALNIA	PŁYTKI GRES	3,16m	21,94m ²
P.5	WC OGÓLNODESTĘPNE	PŁYTKI GRES	3,16m	4,24m ²
P.6	KOMUNIKACJA	PŁYTKI GRES	3,16m	5,25m ²
P.7	SALA NR 1	PŁYTKI GRES	3,65m	18,40m ²
P.8	SALA NR 2	PŁYTKI GRES	3,65m	73,26m ²
P.9	MAGAZYN	PŁYTKI GRES	3,65m	19,15m ²
P.10	SALA NR 3	PŁYTKI GRES	3,65m	34,65m ²
P.11	KOMUNIKACJA	PŁYTKI GRES	3,65m	18,43m ²
P.12	POMIESZCZENIE BIUROWE	PŁYTKI GRES	3,65m	14,03m ²
P.13	POM. ZAPLECZA KUCHENNEGO	PŁYTKI GRES	3,65m	20,47m ²
P.14	POMIESZCZENIE PORZĄDKOWE	PŁYTKI GRES	3,65m	2,84m ²
P.15	BRUDOWNIK	PŁYTKI GRES	3,65m	2,87m ²
P.16	KOTŁOWNIA	PŁYTKI GRES	3,65m	10,93m ²
P.17	WC DAMSKI/ OSOBY NIEPEŁNOSPRAWNE	PŁYTKI GRES	3,65m	4,45m ²
P.18	WC MĘSKI	PŁYTKI GRES	3,65m	4,16m ²
P.19	KOMUNIKACJA	PŁYTKI GRES	2,56m	3,94m ²
P.20	POMIESZCZENIE PIELĘGNIARKI	PŁYTKI GRES	3,65m	11,66m ²
				270,97m ²

AL MA PROJEKT		PRACOWNIA ARCHITEKTONICZNO - URBANISTYCZNA MGR INŻ. ARCH. MACIEJ KOLESIŃSKI	
41-260 SŁAWKÓW, ul. WRZOSOWA 35, tel./fax (032) 2609479, kom. 693 120 172, e-mail: biuro@almaprojekt.pl NIP: 629-177-13-42, REGON: 27727322, PKO SA O/KATOWICE 23 12404227 1111000048433439			
TYTUŁ OPRACOWANIA: LOKALIZACJA PROJEKT BUDOWLANY REWITALIZACJA CENTRUM GMINY W MIEJSCOWOŚCI MIECHÓW - CHARSZNICA PRZEBUDOWA BUDYNKU DWORCA KOLEJOWEGO W MIECHOWIE - CHARSZNICY WRAZ ZE ZMIANĄ SPOSOBU UŻYTKOWANIA CZĘŚCI PARTERU BUDYNKU NA GMINNY OŚRODEK KULTURY LOKALIZACJA: MIECHÓW - CHARSZNICA, UL. KOLEJOWA 1, NR EW. DZ.: 43/21, OBRĘB 0007 MIECHÓW - CHARSZNICA		INWESTOR GMINA CHARSZNICA ul. KOLEJOWA 20 32-250 CHARSZNICA	
TREŚĆ RYSUNKU: PROJEKT ARCHITEKTONICZNO-BUDOWLANY - INSTALACJE C.O. Rzut przyziemia - instalacja grzewcza		SKALA 1:100	
PROJEKTANT mgr inż. GRZEGORZ GOLIŃSKI upr. bud. inst.-san. nr SLK3726PWOS/11, czł. Śląskiej Okręgowej Izby Inż. Bud. nr SLKAS/7306/11	DATA 09.2015	PODPIS 	UMOWA NR IR7011.1.01.15
WYKONAŁ mgr inż. LESZEK SURMICKI			NR PROJEKTU 08/PB/15
SPRAWDZAJĄCY mgr inż. GRZEGORZ CAŁ upr. bud. inst.-san. nr SLK443PPOOS/12, czł. Śląskiej Okręgowej Izby Inż. Bud. nr SLKAS/6034/13			NR RYSUNKU PB-CO-1
KIEROWNIK ZESPOŁU PROJEKTOWEGO mgr inż. arch. MACIEJ KOLESIŃSKI upr. architektoniczne nr 1902001, czł. Śląskiej Okręgowej Izby Architektów nr SL-0022			
Załączone materiały stanowią własność firmy P.A.-U. ALMA PROJEKT. Ani umysłowe prawa własnościowe, ani dane, ani know-how, ani tajemnice interesu oraz licencje ich używania nie jest dozwolone bezwzględnie powołać do użytku. Wszelkie informacje dotyczące wyłącznie adresata, przekazane w celu ich oceny, których do informacji nie wolno rozpowszechniać ani przekazywać osobom trzecim. Oprócz tego nie można ich wykorzystywać do produkcji lub innych celów albo też nawet upoważnić kogось do tego bez jednoczynnego, pisemnego zezwolenia firmy P.A.-U. ALMA PROJEKT. Przyjęcie tego dokumentu należy rozumieć jako przyjęcie powyżej wymienionych warunków.			

RZUT PARTERU


SUFITY PODWIESZONE

CZĘŚĆ PARTERU BUDYNKU POZA ZAKRESEM OPRACOWANIA

L. P.	NAZWA POMIESZCZENIA	POSADZKA	WYSOKOŚĆ POM. W ŚWIETLE [m]	POW. [m2]
P.1	POMIESZCZENIE SKLEPU 1	PLYTKI GRES	3,43m	23,63m2
P.2	POMIESZCZENIE SKLEPU 2	PLYTKI GRES	3,88m	15,53m2
P.3	KLATKA SCHODOWA	PLYTKI GRES	3,88m	9,24m2

CZĘŚĆ PARTERU BUDYNKU OBJĘTA OPRACOWANIEM

L. P.	NAZWA POMIESZCZENIA	POSADZKA	WYSOKOŚĆ POM. W ŚWIETLE [m]	POW. [m2]
P.4	POCZEKALNIA	PLYTKI GRES	3,16m	21,94m2
P.5	WC OGÓLNODOSTĘPNE	PLYTKI GRES	3,16m	4,24m2
P.6	KOMUNIKACJA	PLYTKI GRES	3,16m	5,25m2
P.7	SALA NR 1	PLYTKI GRES	3,65m	18,40m2
P.8	SALA NR 2	PLYTKI GRES	3,65m	73,26m2
P.9	MAGAZYN	PLYTKI GRES	3,65m	19,15m2
P.10	SALA NR 3	PLYTKI GRES	3,65m	34,65m2
P.11	KOMUNIKACJA	PLYTKI GRES	3,65m	18,43m2
P.12	POMIESZCZENIE BIUROWE	PLYTKI GRES	3,65m	14,03m2
P.13	POM. ZAPLECZA KUCHENNEGO	PLYTKI GRES	3,65m	20,47m2
P.14	POMIESZCZENIE PORZĄDKOWE	PLYTKI GRES	3,65m	2,84m2
P.15	BRUDOWNIK	PLYTKI GRES	3,65m	2,87m2
P.16	KOTŁOWNIA	PLYTKI GRES	3,65m	10,93m2
P.17	WC DAMSKO/ OSOBY NIEPEŁNOSPRAWNE	PLYTKI GRES	3,65m	4,45m2
P.18	WC MĘSKI	PLYTKI GRES	3,65m	4,16m2
P.19	KOMUNIKACJA	PLYTKI GRES	2,56m	3,94m2
P.20	POMIESZCZENIE PIELĘGNIARKI	PLYTKI GRES	3,65m	11,66m2
				270,97m2

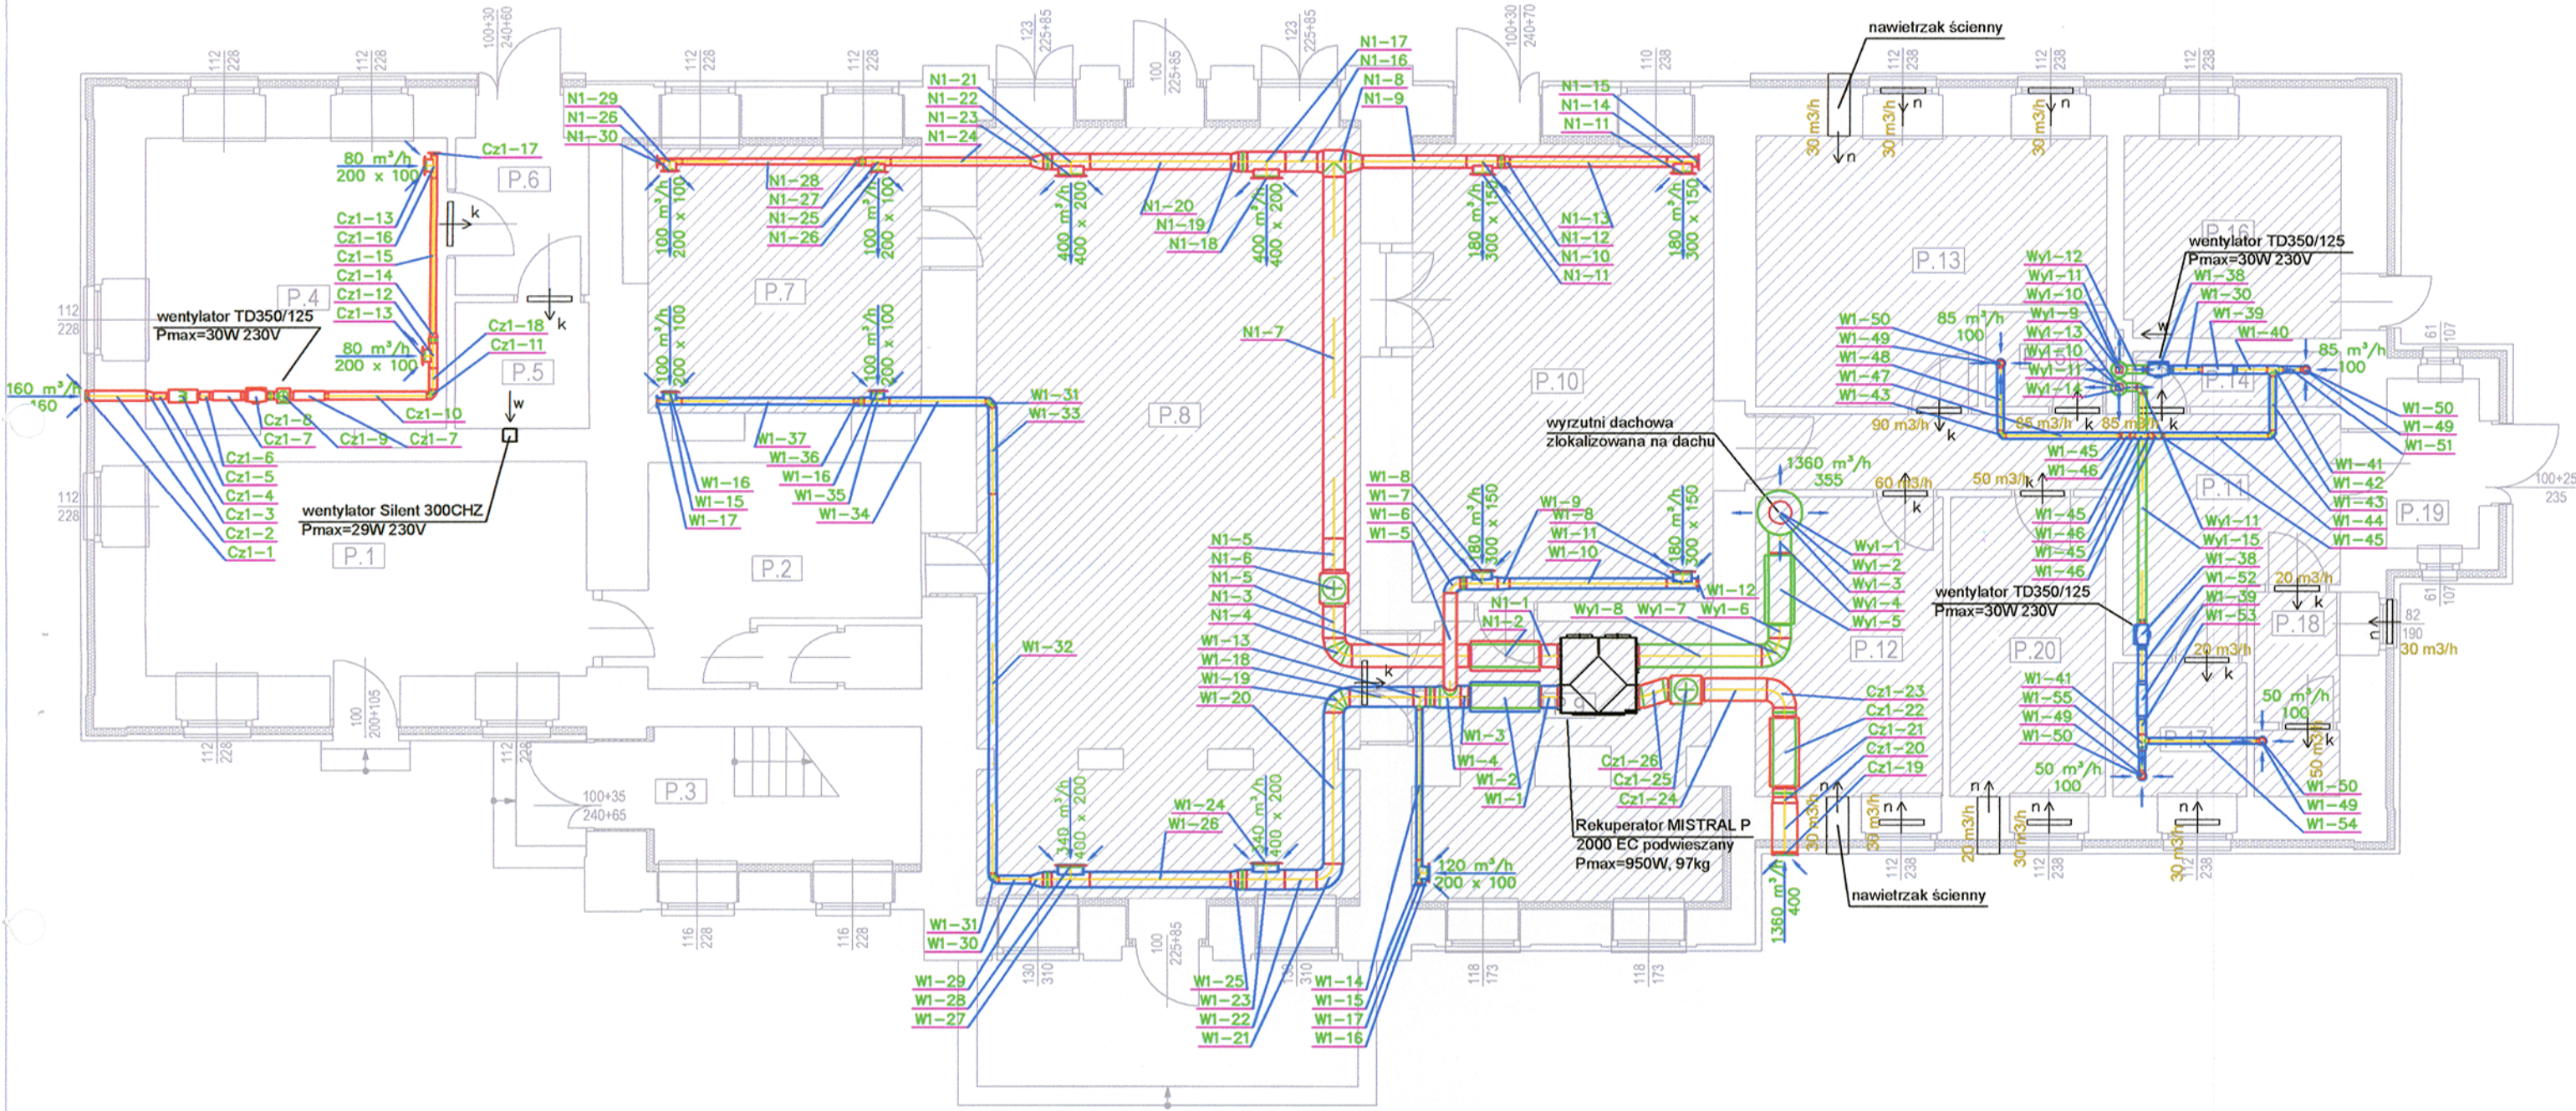

LEGENDA:



- zakres sufitów podwieszonych - WYSOKOŚĆ POMIESZCZEŃ W ŚWIETLE WG TABELI

Legenda:

- kratka wentylacyjna zamontowana w drzwiach
- nawietrzak okienny
- nawietrzak ścienny

ALMA
PROJEKT

PRACOWNIA ARCHITEKTONICZNO - URBANISTYCZNA
MGR INŻ. ARCH. MACIEJ KOLESIŃSKI


41-260 SŁAWKÓW, ul. WRZOSOWA 35, tel./fax. (032) 2609479, kom. 693 120 172, e-mail: biuro@almaprojekt.pl
NIP: 629-177-13-42, REGON: 277727322, PKO SA O/KATOWICE 23 12404227 1111000048433439

TYTUŁ OPRACOWANIA LOKALIZACJA PROJEKT BUDOWLANY REWITALIZACJA CENTRUM GMINY W MIEJSCOWOŚCI MIECHÓW - CHARSZNICA PRZEBUDOWA BUDYNKU DWORCA KOLEJOWEGO W MIECHOWIE - CHARSZNICY WRAZ ZE ZMIANĄ SPOSOBU UŻYTKOWANIA CZĘŚCI PARTERU BUDYNKU NA GMINNY OŚRODEK KULTURY LOKALIZACJA: MIECHÓW - CHARSZNICA, UL. KOLEJOWA 1, NR EW. DZ.: 43/21, OBRĘB 0007 MIECHÓW - CHARSZNICA		INWESTOR GMINA CHARSZNICA ul. KOLEJOWA 20 32-250 CHARSZNICA
TREŚĆ RYSUNKU PROJEKT ARCHITEKTONICZNO-BUDOWLANY - INSTALACJA WENTYLACJI Rzut przyziemia - instalacja wentylacji		SKALA 1:100

PROJEKTANT mgr inż. GRZEGORZ GOLIŃSKI upr. bud. inst.-san. nr SLK3726/PWOS/11, czł. Śląskiej Okręgowej Izby Inż. Bud. nr SLKAS/7306/11	DATA 09.2015	PODPIS 	UMOWA NR IR7011.1.01.15
WYKONAL mgr inż. LESZEK SURMICKI			NR PROJEKTU 08/PB/15
SPRAWDZAJĄCY mgr inż. GRZEGORZ CAL upr. bud. inst.-san. nr SLK443/POOS/12, czł. Śląskiej Okręgowej Izby Inż. Bud. nr SLKAS/8034/13			NR RYSUNKU PB-W-1
KIEROWNIK ZESPOŁU PROJEKTOWEGO mgr inż. arch. MACIEJ KOLESIŃSKI upr. architektoniczne nr 190/2001, czł. Śląskiej Okręgowej Izby Architektów nr SL-0022			

Załączony materiał stanowi własność firmy P. A. U. ALMAPROJEKT. Ani umysłowe prawa własnościowe, ani dane, ani know-how, ani tajemnice interesu oraz licencji ich używania nie jest oddzielana zarówno pośrednio jak i bezpośrednio. Wszelkie informacje dotyczące wyłącznie adresata, przekazane w celu ich oceny, których by informacji nie wolno reprodukować ani przekazywać osobom trzecim. Oprócz tego nie można ich wykorzystywać do produkcji lub innych celów albo też nawet upoważniać kogoś do tego bez jednoznacznego, pisemnego zezwolenia firmy P. A. U. ALMAPROJEKT. Przyjęcie tego dokumentu należy rozumieć jako przyjęcie powyżej wymienionych warunków.

STAN PROJEKTOWANY

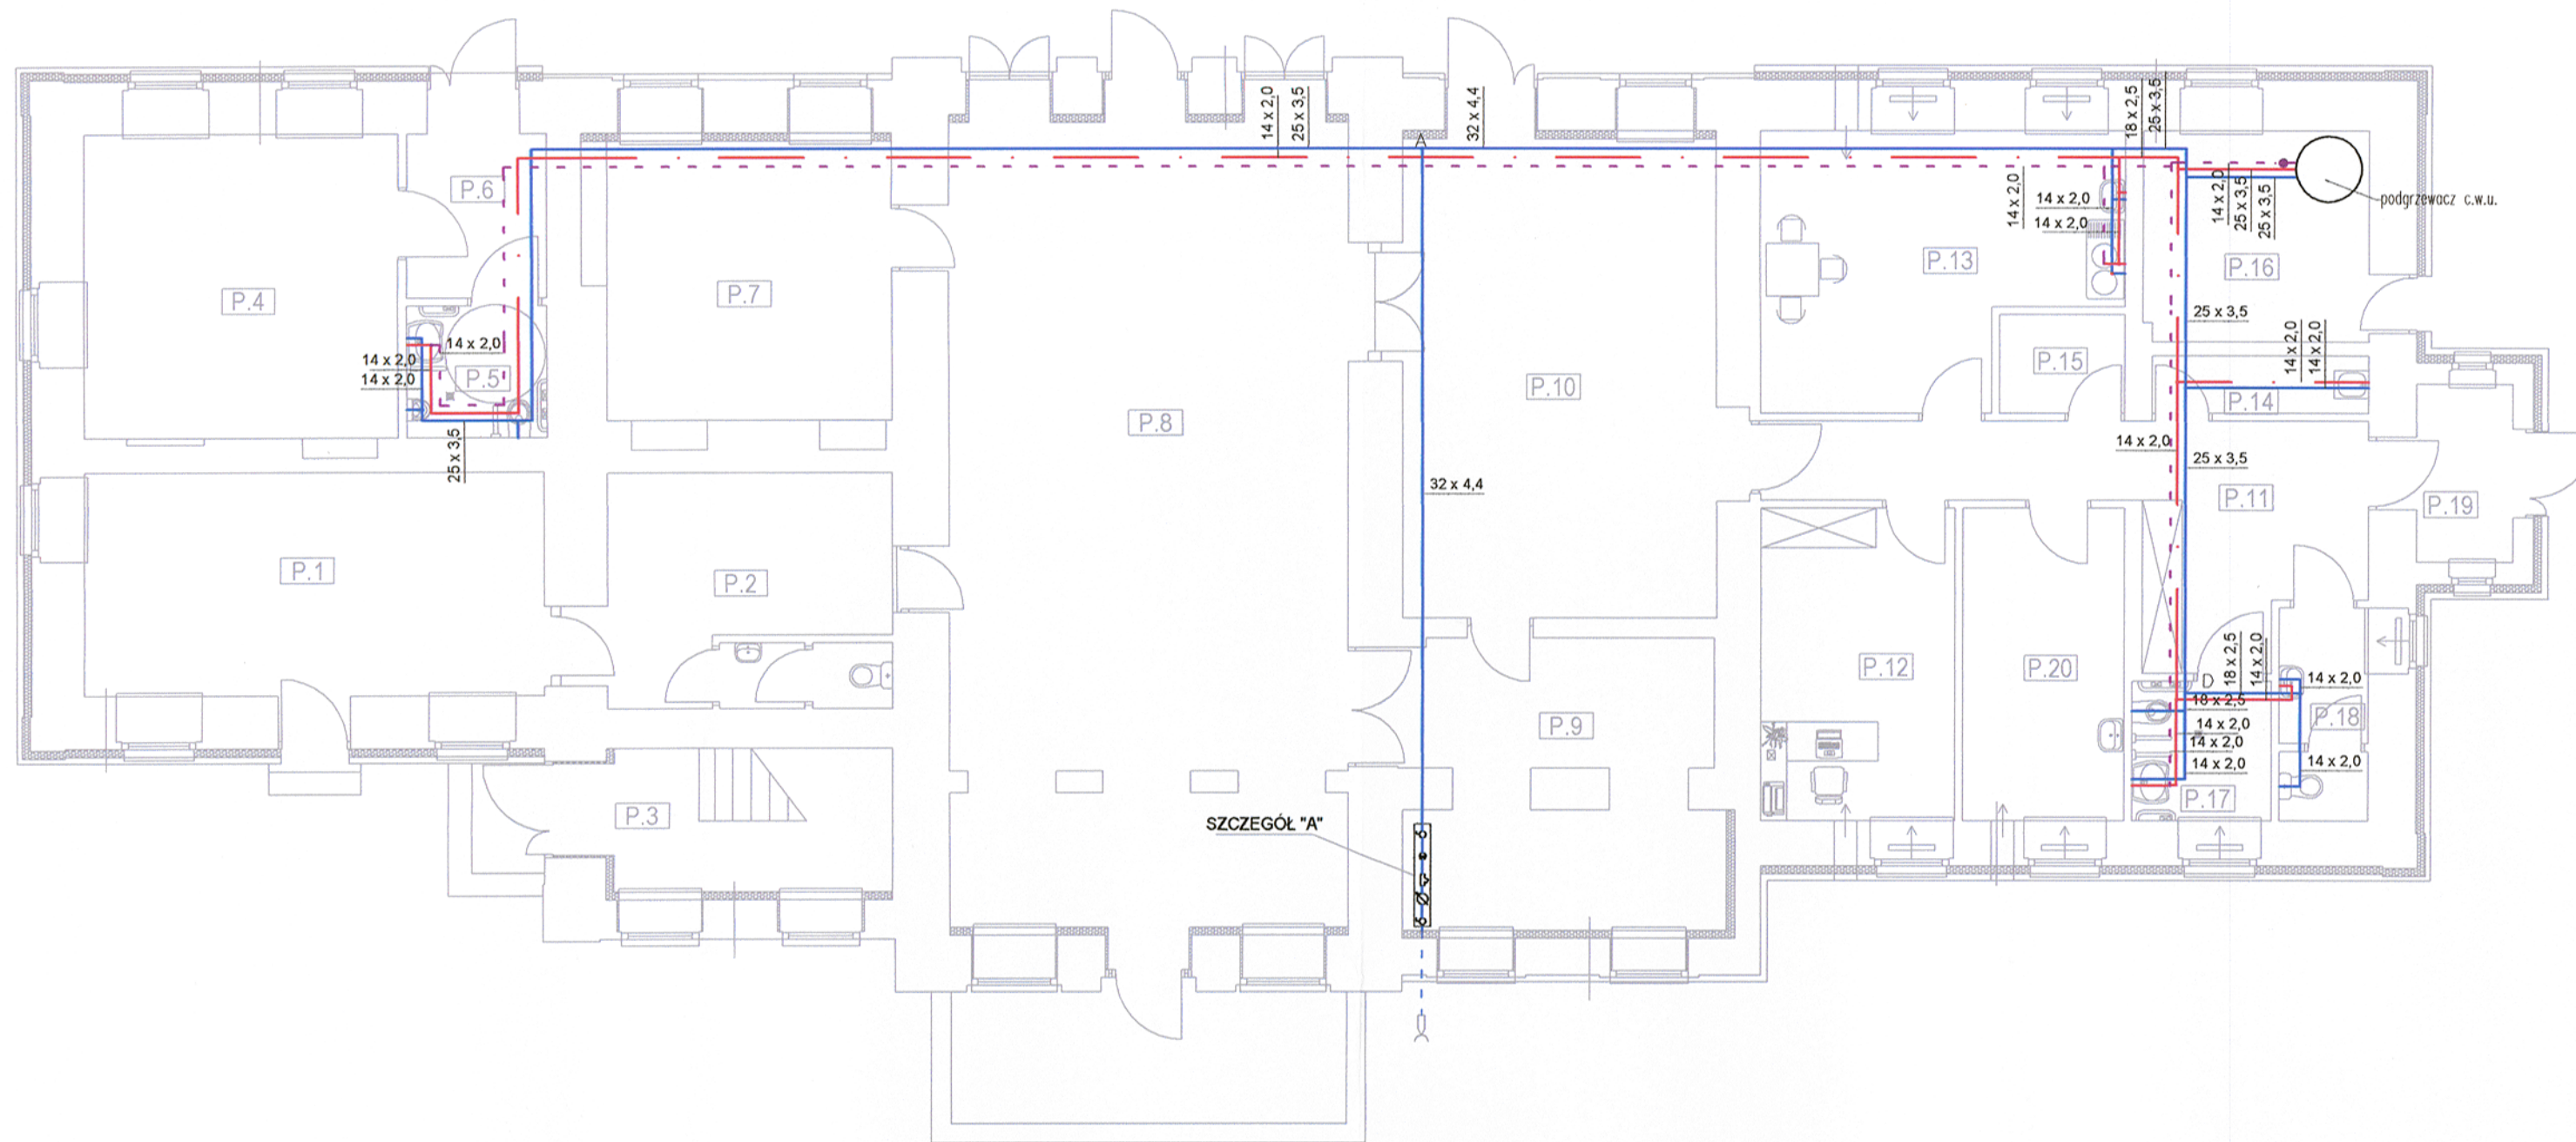


SZCZEGÓŁ "A"

- Główny zestaw wodomierzowy:
- 1.1 zawór odcinający DN25
 - 1.2 wodomierz skrzydełkowy JS 6,3 DN25
 - 1.3 filtr skośny DN25
 - 1.4 zawór zwrotny antyskażeniowy EA DN25

UWAGI do zestawu wodomierzowego:

 1. Wodomierz montować należy na specjalnej konsoli umieszczonej na ścianie wewnętrznej budynku.
2. Zestaw wodomierzowy należy montować nie dalej niż 1 m od ściany zewnętrznej budynku.



LEGENDA:

- proj.woda zimna
— proj.woda ciepła
- - - - - proj.woda cyrkulacyjna
- - - - - istn.woda zimna

CZĘŚĆ PARTERU BUDYNKU POZA ZAKRESEM OPRACOWANIA

L. P.	NAZWA POMIESZCZENIA	POSADZKA	WYSOKOŚĆ POM. W ŚWIETLE [m]	POW. [m2]
P.1	POMIESZCZENIE SKLEPU 1	PLYTKI GRES	3,43m	23,63m2
P.2	POMIESZCZENIE SKLEPU 2	PLYTKI GRES	3,88m	15,53m2
P.3	KLATKA SCHODOWA	PLYTKI GRES	3,88m	9,24m2

CZĘŚĆ PARTERU BUDYNKU OBJĘTA OPRACOWANIEM

L. P.	NAZWA POMIESZCZENIA	POSADZKA	WYSOKOŚĆ POM. W ŚWIETLE [m]	POW. [m2]
P.4	POCZEKALNIA	PLYTKI GRES	3,16m	21,94m2
P.5	WC OGÓLNODOSTĘPNE	PLYTKI GRES	3,16m	4,24m2
P.6	KOMUNIKACJA	PLYTKI GRES	3,16m	5,25m2
P.7	SALA NR 1	PLYTKI GRES	3,65m	18,40m2
P.8	SALA NR 2	PLYTKI GRES	3,65m	73,26m2
P.9	MAGAZYN	PLYTKI GRES	3,65m	19,15m2
P.10	SALA NR 3	PLYTKI GRES	3,65m	34,65m2
P.11	KOMUNIKACJA	PLYTKI GRES	3,65m	18,43m2
P.12	POMIESZCZENIE BIUROWE	PLYTKI GRES	3,65m	14,03m2
P.13	POM. ZAPLECZA KUCHENNEGO	PLYTKI GRES	3,65m	20,47m2
P.14	POMIESZCZENIE PORZĄDKOWE	PLYTKI GRES	3,65m	2,84m2
P.15	BRUDOWNIK	PLYTKI GRES	3,65m	2,87m2
P.16	KOTŁOWNIA	PLYTKI GRES	3,65m	10,93m2
P.17	WC DAMSKI/ OSOBY NIEPEŁNOSPRAWNE	PLYTKI GRES	3,65m	4,45m2
P.18	WC MĘSKI	PLYTKI GRES	3,65m	4,16m2
P.19	KOMUNIKACJA	PLYTKI GRES	2,56m	3,94m2
P.20	POMIESZCZENIE PIELĘGNIARKI	PLYTKI GRES	3,65m	11,66m2
				270,97m2

ALMA
PROJEKT

PRACOWNIA ARCHITEKTONICZNO - URBANISTYCZNA
MGR INŻ. ARCH. MACIEJ KOLESIŃSKI

41-260 SŁAWKÓW, ul. WRZOSOWA 35, tel./fax. (032) 2609479, kom. 693 120 172, e-mail: biuro@almaprojekt.pl
NIP: 629-177-13-42, REGON: 277727322, PKO SA O/KATOWICE 23 12404227 1111000048433439

TYTUŁ: OPRACOWANIE, LOKALIZACJA: PROJEKT BUDOWLANY
REWITALIZACJA CENTRUM GMINY W MIEJSCOWOŚCI MIECHÓW - CHARSZNICA
PRZEBUDOWA BUDYNKU DWORCA KOLEJOWEGO W MIECHOWIE - CHARSZNICY
WRAZ ZE ZMIANĄ SPOSOBU UŻYTKOWANIA CZĘŚCI PARTERU BUDYNKU
NA GMINNY OŚRODEK KULTURY

INWESTOR
GMINA CHARSZNICA
ul. KOLEJOWA 20
32-250 CHARSZNICA

TREŚĆ RYSUNKU PROJEKT ARCHITEKTONICZNO-BUDOWLANY - INSTALACJE WOD.-KAN.

SKALA 1:50

PROJEKTANT

mgr inż. GRZEGORZ GOLIŃSKI
upr. bud. inst.-san. nr SLK3726/PWOS/11, czł. Śląskiej Okręgowej Izby Inż. Bud. nr SLK/IS/7306/11

WYKONAŁ
mgr inż. LESZEK SURMICKI

mgr inż. GRZEGORZ CAL

KIEROWNIK ZESPOŁU PROJEKTOWEGO
mgr inż. arch. **MACIEJ KOLESIŃSKI**

upr. architektoniczne nr 190/2001, czł. Śląskiej Okręgowej Izby Architektów nr SL-0022

DATA
09.2015

Handwriting practice lines showing blue ink strokes. The strokes include a vertical line, a diagonal line, and a cursive 'u' shape.

Załączane materiały stanowią własność firmy P.A.U. ALMAPROJEKT. Ani umyślnie prawa własnościowe, ani dane, ani know-how, ani tajemnice interesu oraz licencja ich używania nie jest odpłatnie zwrócone po zakończeniu. Wszystkie informacje dotyczące wyłącznie adresata, przekazane w celu ich ochrony. Tę informację nie wolno reprodukować ani przekazywać osobom trzecim. Oprócz tego nie można ich wykorzystywać do produkcji lub innych celów albo też nawet upoważniać kogoś do tego bez jednoznacznego, pisemnego zezwolenia firmy P.A.U. ALMAPROJEKT. Przyjęcie tego dokumentu należy rozumieć jako przyjęcie powyżej wymienionych warunków.

RZUT PARTERU


STAN PROJEKTOWANY

CZĘŚĆ PARTERU BUDYNKU POZA ZAKRESEM OPRACOWANIA

L. P.	NAZWA POMIESZCZENIA	POSADZKA	WYSOKOŚĆ POM. W ŚWIETLE [m]	POW. [m2]
P.1	POMIESZCZENIE SKLEPU 1	PLYTKI GRES	3,43m	23,63m2
P.2	POMIESZCZENIE SKLEPU 2	PLYTKI GRES	3,88m	15,53m2
P.3	KLATKA SCHODOWA	PLYTKI GRES	3,88m	9,24m2

CZĘŚĆ PARTERU BUDYNKU OBJĘTA OPRACOWANIEM

L. P.	NAZWA POMIESZCZENIA	POSADZKA	WYSOKOŚĆ POM. W ŚWIETLE [m]	POW. [m2]
P.4	POCZEKALNIA	PLYTKI GRES	3,16m	21,94m2
P.5	WC OGÓLNODOSTĘPNE	PLYTKI GRES	3,16m	4,24m2
P.6	KOMUNIKACJA	PLYTKI GRES	3,16m	5,25m2
P.7	SALA NR 1	PLYTKI GRES	3,65m	18,40m2
P.8	SALA NR 2	PLYTKI GRES	3,65m	73,26m2
P.9	MAGAZYN	PLYTKI GRES	3,65m	19,15m2
P.10	SALA NR 3	PLYTKI GRES	3,65m	34,65m2
P.11	KOMUNIKACJA	PLYTKI GRES	3,65m	18,43m2
P.12	POMIESZCZENIE BIUROWE	PLYTKI GRES	3,65m	14,03m2
P.13	POM. ZAPLECZA KUCHENNEGO	PLYTKI GRES	3,65m	20,47m2
P.14	POMIESZCZENIE PORZĄDKOWE	PLYTKI GRES	3,65m	2,84m2
P.15	BRUDOWNIK	PLYTKI GRES	3,65m	2,87m2
P.16	KOTŁOWNIA	PLYTKI GRES	3,65m	10,93m2
P.17	WC DAMSKI/ OSOBY NIEPEŁNOSPRAWNE	PLYTKI GRES	3,65m	4,45m2
P.18	WC MĘSKI	PLYTKI GRES	3,65m	4,16m2
P.19	KOMUNIKACJA	PLYTKI GRES	2,56m	3,94m2
P.20	POMIESZCZENIE PIELĘGNIARKI	PLYTKI GRES	3,65m	11,66m2
				270,97m2

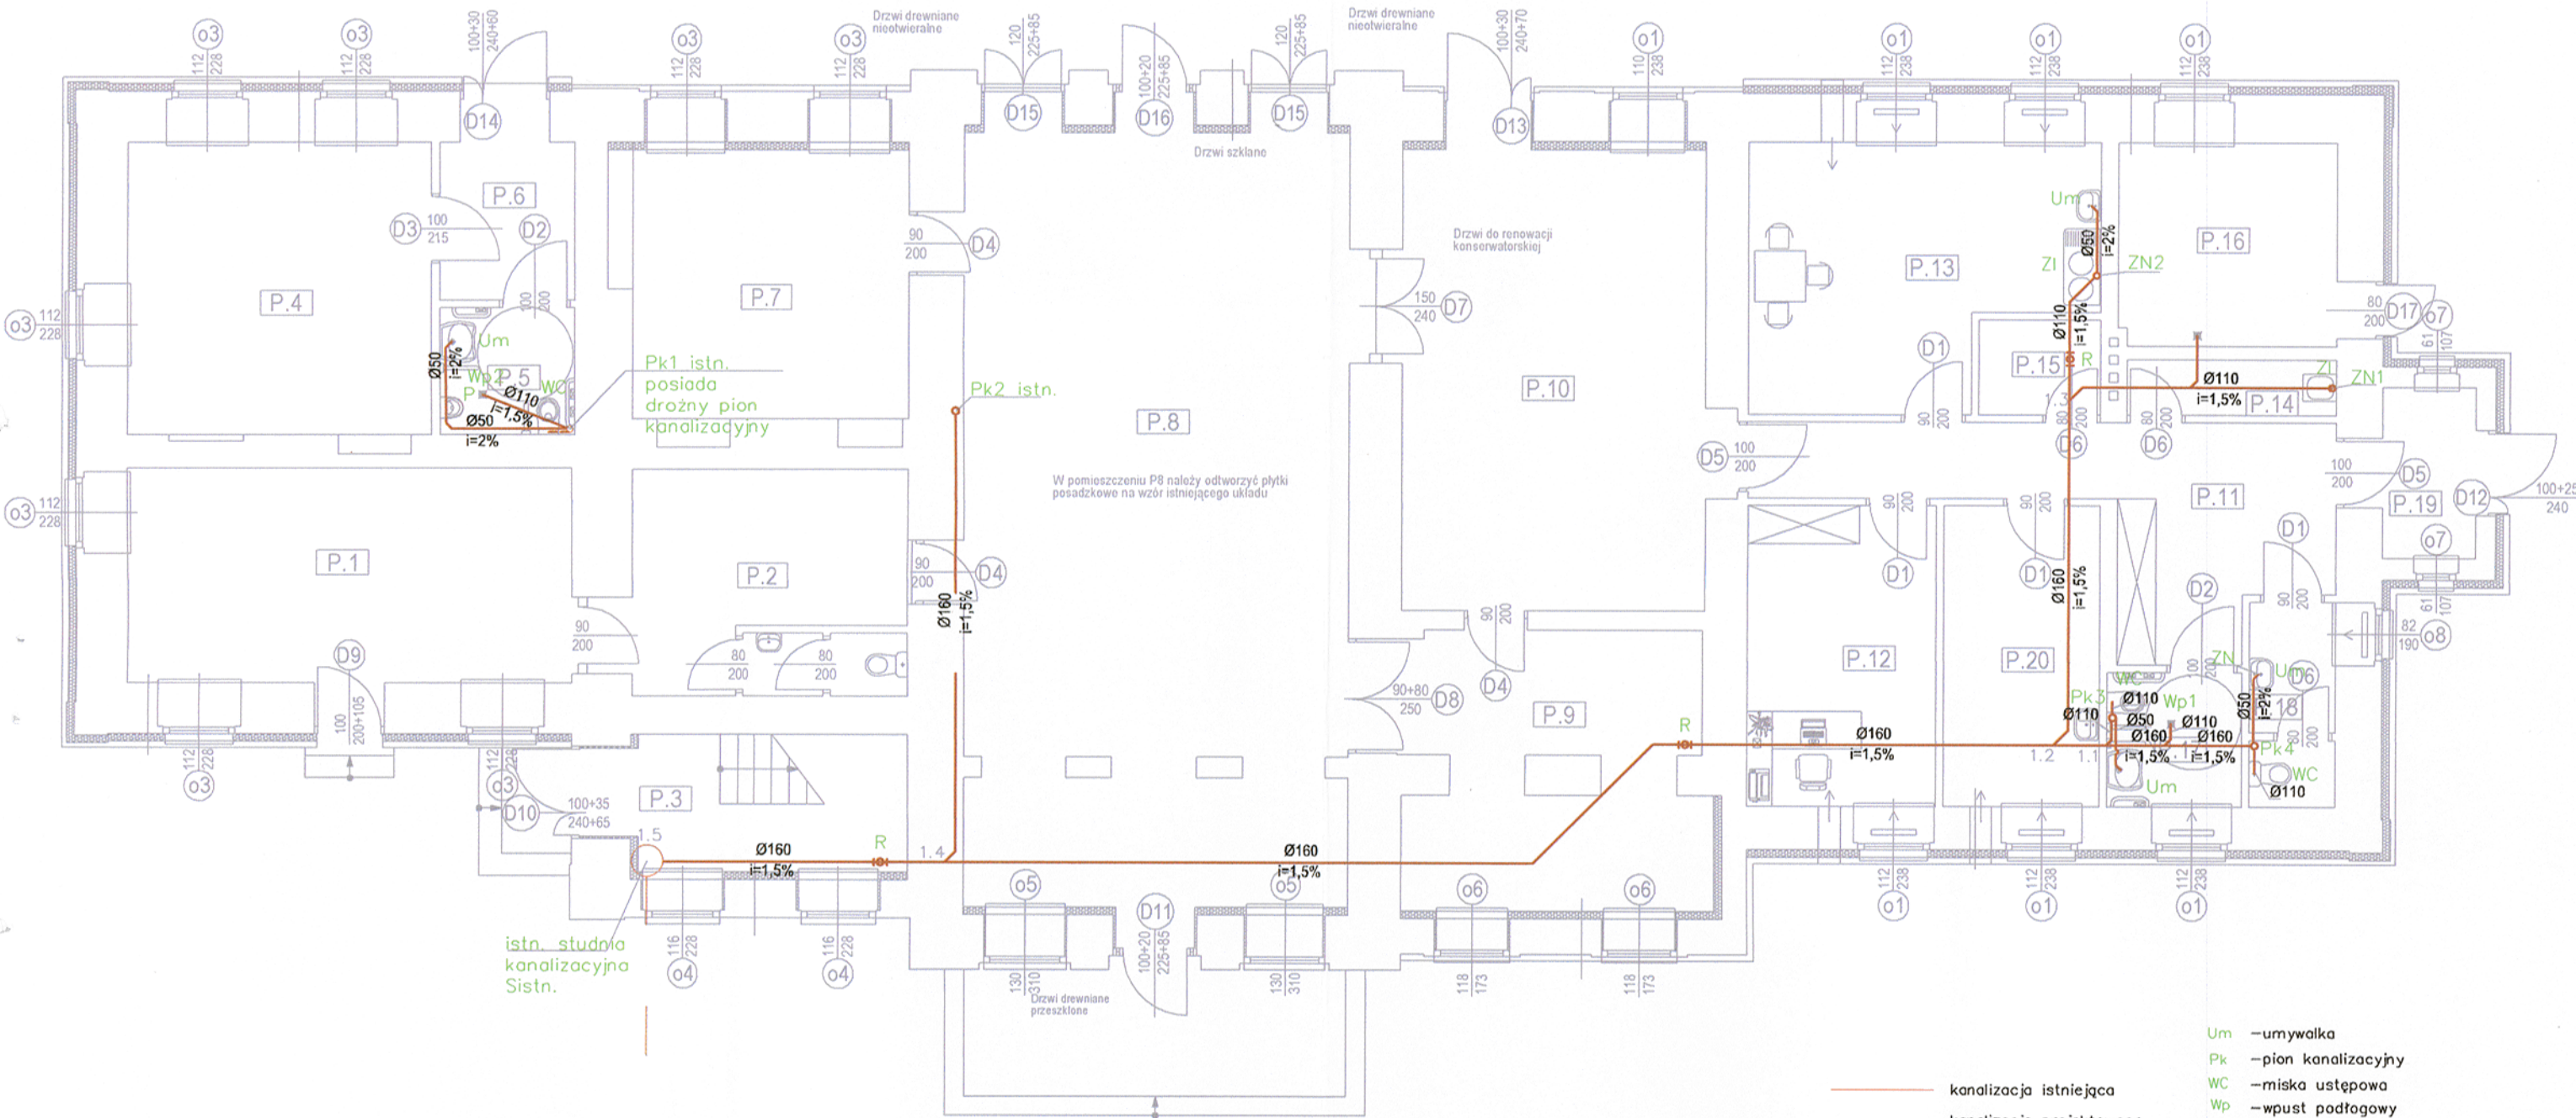

- kanalizacja istniejąca
- kanalizacja projektowana
- kanalizacja projektowana (powyżej posadzki)

- Um - umywalka
- Pk - pion kanalizacyjny
- WC - miska ustępowa
- Wp - wpust podłagowy
- Zl - zlew
- ZN - zawór napowietrzający
- P - pisuar
- R - rewizja czyszczakowa

ALMA
PROJEKT

PRACOWNIA ARCHITEKTONICZNO - URBANISTYCZNA
MGR INŻ. ARCH. MACIEJ KOLESIŃSKI

41-260 SŁAWKÓW, ul. WRZOSOWA 35, tel./fax. (032) 2609479, kom. 693 120 172, e-mail: biuro@almaprojekt.pl
NIP: 629-177-13-42, REGON: 277727322, PKO SA O/KATOWICE 23 12404227 111000048433439

Tytuł opracowania: LOKALIZACJA: PROJEKT BUDOWLANY
REWITALIZACJA CENTRUM GMINY W MIEJSCOWOŚCI MIECHÓW - CHARSZNICA
PRZEBUDOWA BUDYNKU DWORCA KOLEJOWEGO W MIECHOWIE - CHARSZNICY
WRAZ ZE ZMIANĄ SPOSOBU UŻYTKOWANIA CZĘŚCI PARTERU BUDYNKU
NA GMINNY OŚRÓDEK KULTURY
LOKALIZACJA: MIECHÓW - CHARSZNICA, UL. KOLEJOWA 1, NR EW. DZ.: 43/21, OBRĘB 0007 MIECHÓW - CHARSZNICA

INWESTOR
GMINA CHARSZNICA
ul. KOLEJOWA 20
32-250 CHARSZNICA

Treść rysunku: PROJEKT ARCHITEKTONICZNO-BUDOWLANY - INSTALACJE WOD.-KAN.

SKALA
1:50

Rzut przyziemia - instalacja kanalizacji

PROJEKTANT
mgr inż. GRZEGORZ GOLIŃSKI
upr. bud. inst.-san. nr SLK3726/PWOS/11, cz. Śląskiej Okręgowej Izby Inż. Bud. nr SLK45/7306/11
WYKONAŁ
mgr inż. LESZEK SURMICKI

DATA

09.2015

PODPIS

UMOWA NR
IR7011.1.01.15

SPRAWDZAJĄCY
mgr inż. GRZEGORZ CAŁ
upr. bud. inst.-san. nr SLK4443/POOS/12, cz. Śląskiej Okręgowej Izby Inż. Bud. nr SLK45/8034/13


KIEROWNIK ZESPOŁU PROJEKTOWEGO
mgr inż. arch. MACIEJ KOLESIŃSKI
upr. architektoniczne nr 1902001, cz. Śląskiej Okręgowej Izby Architektów nr SL-0022

NR PROJEKTU
08/PB/15

NR RYSUNKU
PB-WK-2

Załączone materiały stanowią własność firmy P.A.-U. ALMAPROJEKT. Ani umysłowe prawa własnościowe, ani dane, ani know-how, ani tajemnice interesu oraz licencja ich używania nie jest oddawana zarówno pośrednio jak i bezpośrednio. Wszystkie informacje dotyczą wyłącznie adresata, przekazane w celu ich oceny, których to informacji nie wolno reprodukcować ani przekazywać osobom trzecim. Oprócz tego nie można ich wykorzystywać do produkcji lub innych celów albo też nawet upoważniać kogoś do tego bez jednoznacznego, piśmennego zezwolenia firmy P. A.-U. ALMAPROJEKT. Przyjęcie tego dokumentu należy rozumieć jako przyjęcie powyżej wymienionych warunków.

RZUT PARTERU
STAN PROJEKTOWANY

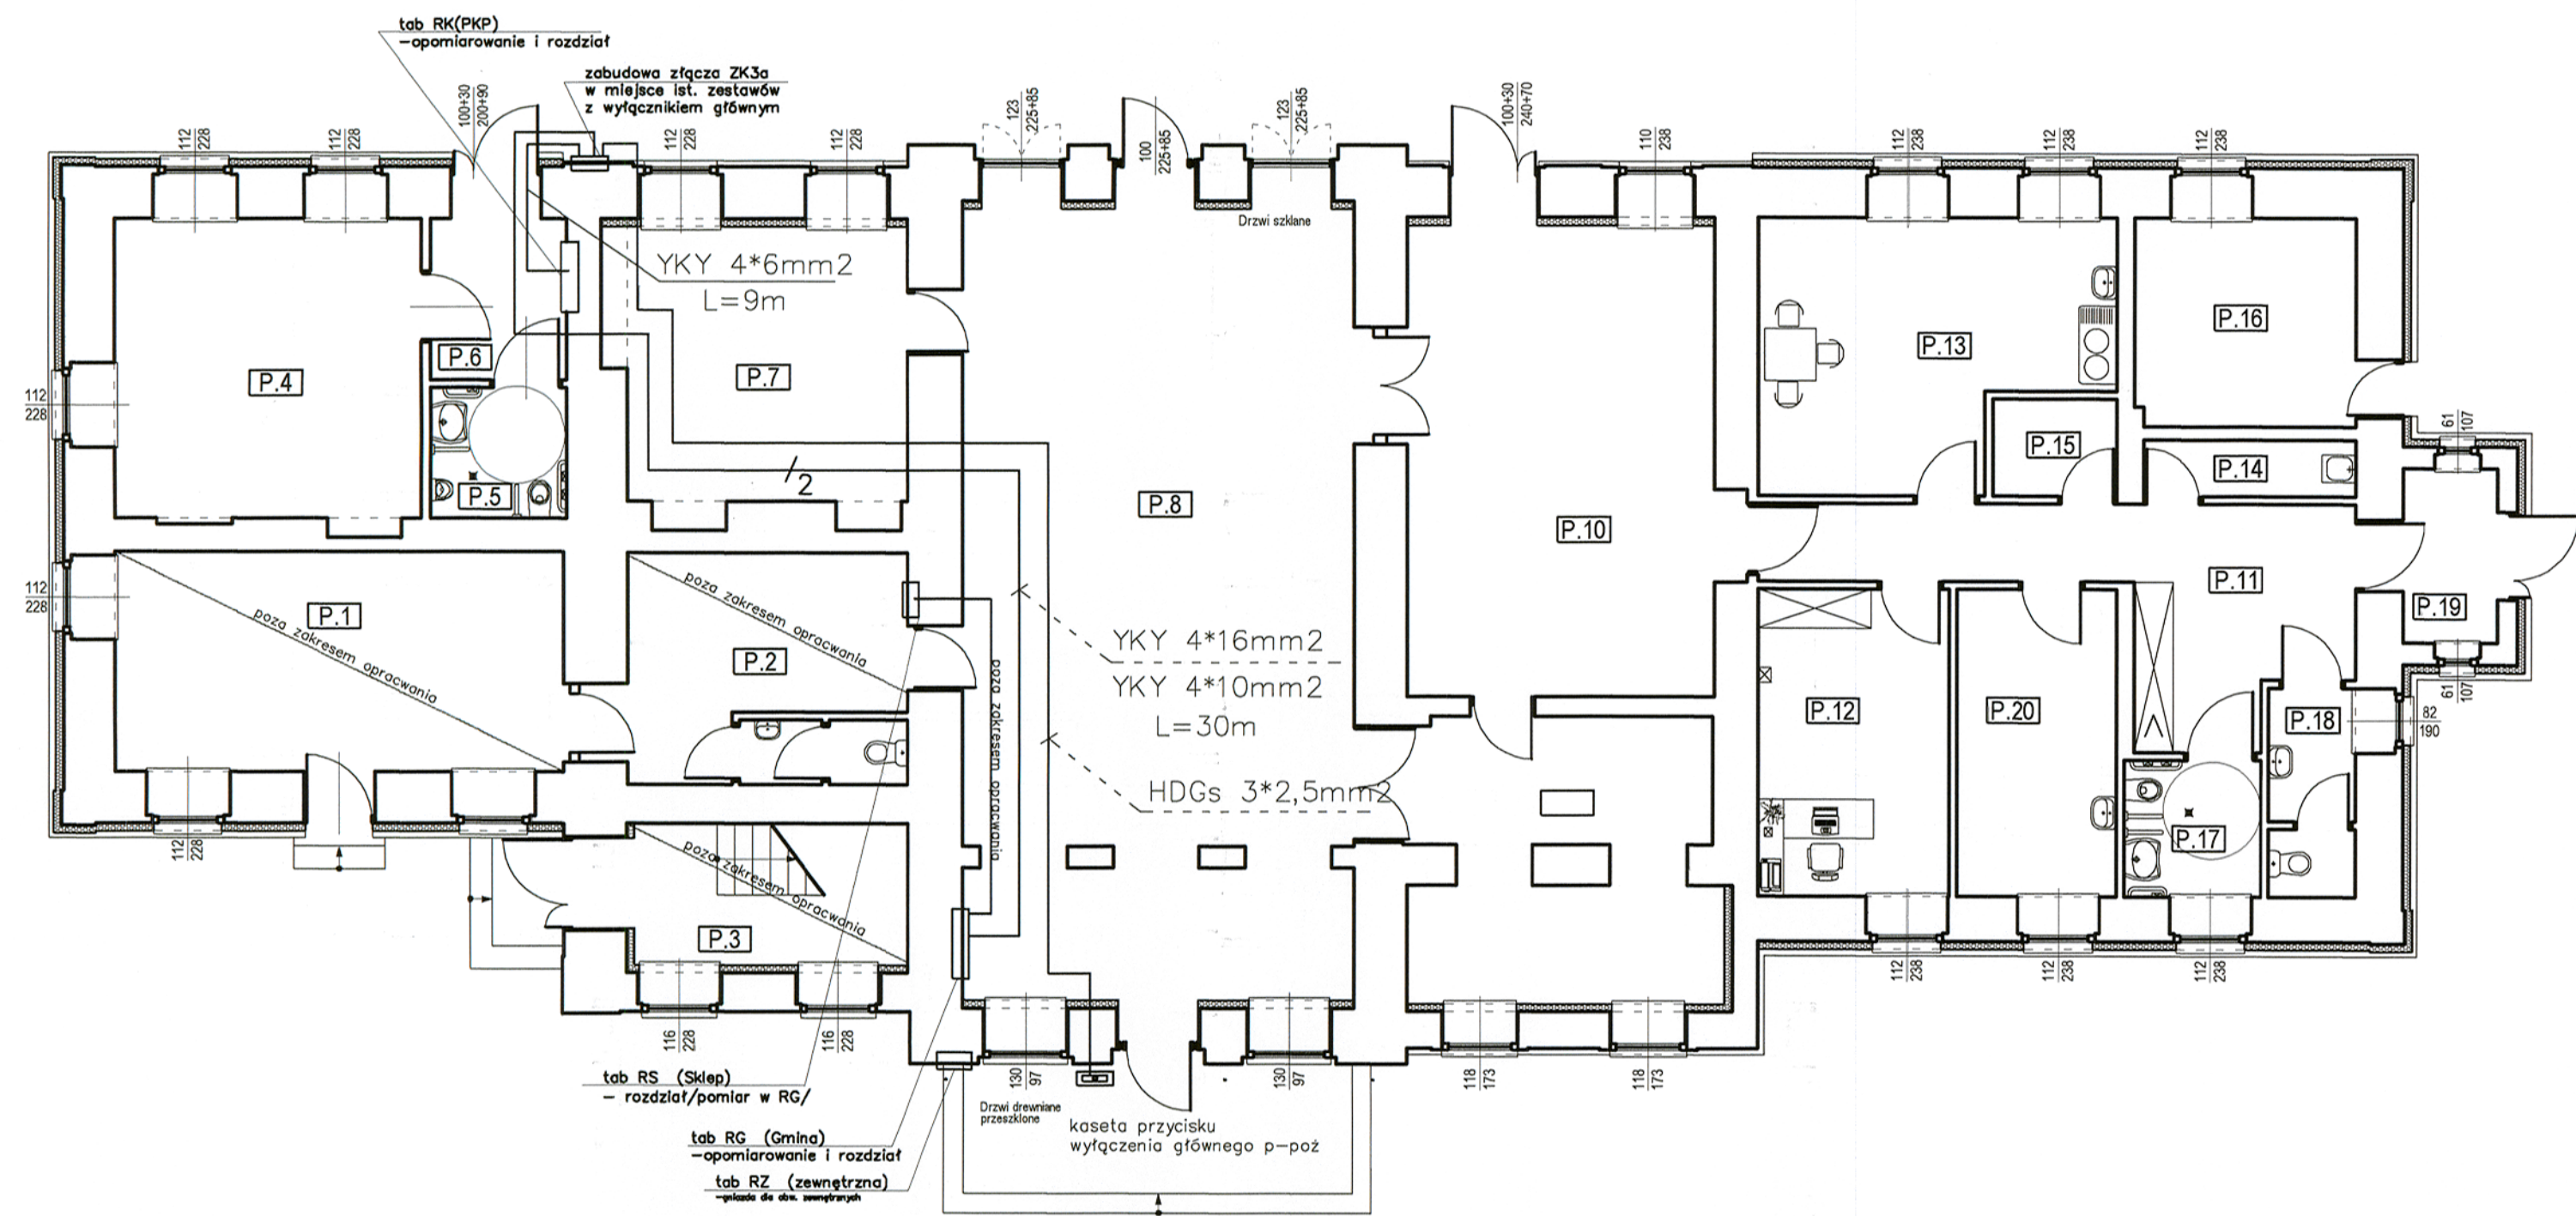

CZĘŚĆ PARTERU BUDYNKU POZA ZAKRESEM OPRACOWANIA

L. P.	NAZWA POMIESZCZENIA	POSADZKA	WYSOKOŚĆ POM. W ŚWIETLE [m]	POW. [m2]
P.1	POMIESZCZENIE SKLEPU 1	PLYTKI GRES	3,43m	23,63m2
P.2	POMIESZCZENIE SKLEPU 2	PLYTKI GRES	3,88m	15,53m2
P.3	KLATKA SCHODOWA	PLYTKI GRES	3,88m	9,24m2

CZĘŚĆ PARTERU BUDYNKU OBJĘTA OPRACOWANIEM

L. P.	NAZWA POMIESZCZENIA	POSADZKA	WYSOKOŚĆ POM. W ŚWIETLE [m]	POW. [m2]
P.4	POCZEKALNIA	PLYTKI GRES	3,16m	21,94m2
P.5	WC OGÓLNODOSTĘPNE	PLYTKI GRES	3,16m	4,24m2
P.6	KOMUNIKACJA	PLYTKI GRES	3,16m	5,25m2
P.7	SALA NR 1	PLYTKI GRES	3,65m	18,40m2
P.8	SALA NR 2	PLYTKI GRES	3,65m	73,26m2
P.9	MAGAZYN	PLYTKI GRES	3,65m	19,15m2
P.10	SALA NR 3	PLYTKI GRES	3,65m	34,65m2
P.11	KOMUNIKACJA	PLYTKI GRES	3,65m	18,43m2
P.12	POMIESZCZENIE BIUROWE	PLYTKI GRES	3,65m	14,03m2
P.13	POM. ZAPLECZA KUCHENNEGO	PLYTKI GRES	3,65m	20,47m2
P.14	POMIESZCZENIE PORZĄDKOWE	PLYTKI GRES	3,65m	2,84m2
P.15	BRUDOWNIK	PLYTKI GRES	3,65m	2,87m2
P.16	KOTŁOWNIA	PLYTKI GRES	3,65m	10,93m2
P.17	WC DAMSKI OSOBY NIEPEŁNOSPRAWNE	PLYTKI GRES	3,65m	4,45m2
P.18	WC MĘSKI	PLYTKI GRES	3,65m	4,16m2
P.19	KOMUNIKACJA	PLYTKI GRES	2,56m	3,94m2
P.20	POMIESZCZENIE PIELĘGNIARKI	PLYTKI GRES	3,65m	11,66m2
				270,97m2

ALMA
PROJEKT

PRACOWNIA ARCHITEKTONICZNO - URBANISTYCZNA
MGR INŻ. ARCH. MACIEJ KOLESIŃSKI

41-260 ŚLAWKÓW, ul. WRZOSOWA 35, tel./fax. (032) 2609479, kom. 693 120 172, e-mail: biuro@almaprojekt.pl
NIP: 629-177-13-42, REGON: 277727322, PKO SA O/KATOWICE 23 12404227 1111000048433439

TYTUŁ OPRACOWANIA, LOKALIZACJA: PROJEKT BUDOWLANY REWITALIZACJA CENTRUM GMINY W MIEJSCOWOŚCI MIECHÓW - CHARSZNICA PRZEBUDOWA BUDYNKU DWORCA KOLEJOWEGO W MIECHOWIE - CHARSZNICY WRAZ ZE ZMIANĄ SPOSOBU UŻYTKOWANIA CZĘŚCI PARTERU BUDYNKU NA GMINNY OŚRODEK KULTURY LOKALIZACJA: MIECHÓW - CHARSZNICA, UL. KOLEJOWA 1, NR EW. DZ.: 43/21, OBRĘB 0007 MIECHÓW - CHARSZNICA		INWESTOR GMINA CHARSZNICA ul. KOLEJOWA 20 32-250 CHARSZNICA	
TREŚĆ RYSUNKU: PROJEKT ARCHITEKTONICZNO-BUDOWLANY - INSTALACJE ELEKTRYCZNE ROZDZIAŁ ENERGII - UKŁAD ROZDZIAŁU ENERGII "WLZ"-TY		SKALA 1:100	
PROJEKTANT mgr inż. ROBERT GŁĄB upr. bud.-inst. el. nr 315/09, czł. Małopolskiej Okręgowej Izby Bud. nr MAP/IE/0300/03	DATA 09.2015	PODPIS 	UMOWA NR IR7011.1.01.15
SPRAWDZAJĄCY inż. MAREK MARZEC upr. bud.-inst. el. nr 539/09, czł. Małopolskiej Okręgowej Izby Bud. nr MAP/IE/0116/03			NR PROJEKTU 08/PB/15
KIEROWNIK ZESPÓŁU PROJEKTOWEGO mgr inż. arch. MACIEJ KOLESIŃSKI upr. architektoniczne nr 190/2001, czł. Śląskiej Okręgowej Izby Architektów nr SI-0022			NR RYSUNKU PB-E-2

Załączona materiały stanowią własność firmy P.A.U. ALMA PROJEKT. Ani umysłowe prawa własności, ani dane, ani know-how, ani tajemnice interesu oraz licencje ich używania nie jest oddana zarówno pośrednio jak i bezpośrednio. Wszystkie informacje dotyczące wyłączenie adresata, przekazane w celu ich oceny, których to informacji nie wolno reprodukcować ani przekazywać osobom trzecim. Odbiorca tego nie może ich wykorzystywać do produkcji lub innych celów albo też nawet upoważniać kogokolwiek do tego bez jednorazowego, pisemnego zezwolenia firmy P.A.U. ALMA PROJEKT. Przyjęcie tego dokumentu należy rozumieć jako przyjęcie powyżej wymienionych warunków.

RZUT PARTERU

STAN PROJEKTOWANY


CZĘŚĆ PARTERU BUDYNKU POZA ZAKRESEM OPRACOWANIA

L. P.	NAZWA POMIESZCZENIA	POSADZKA	WYSOKOŚĆ POM. W ŚWIETLE [m]	POW. [m2]
P.1	POMIESZCZENIE SKLEPU 1	PLYTKI GRES	3,43m	23,63m2
P.2	POMIESZCZENIE SKLEPU 2	PLYTKI GRES	3,88m	15,53m2
P.3	KLATKA SCHODOWA	PLYTKI GRES	3,88m	9,24m2

CZĘŚĆ PARTERU BUDYNKU OBJĘTA OPRACOWANIEM

L. P.	NAZWA POMIESZCZENIA	POSADZKA	WYSOKOŚĆ POM. W ŚWIETLE [m]	POW. [m2]
P.4	POCZEKALNIA	PLYTKI GRES	3,16m	21,94m2
P.5	WC OGÓLNODOSTĘPNE	PLYTKI GRES	3,16m	4,24m2
P.6	KOMUNIKACJA	PLYTKI GRES	3,16m	5,25m2
P.7	SALA NR 1	PLYTKI GRES	3,65m	18,40m2
P.8	SALA NR 2	PLYTKI GRES	3,65m	73,26m2
P.9	MAGAZYN	PLYTKI GRES	3,65m	19,15m2
P.10	SALA NR 3	PLYTKI GRES	3,65m	34,65m2
P.11	KOMUNIKACJA	PLYTKI GRES	3,65m	18,43m2
P.12	POMIESZCZENIE BIUROWE	PLYTKI GRES	3,65m	14,03m2
P.13	POM. ZAPLECZA KUCHENNEGO	PLYTKI GRES	3,65m	20,47m2
P.14	POMIESZCZENIE PORZĄDKOWE	PLYTKI GRES	3,65m	2,84m2
P.15	BRUDOWNIK	PLYTKI GRES	3,65m	2,87m2
P.16	KOTŁOWNIA	PLYTKI GRES	3,65m	10,93m2
P.17	WC DAMSKI OSOBY NIEPEŁNOSPRAWNE	PLYTKI GRES	3,65m	4,45m2
P.18	WC MĘSKI	PLYTKI GRES	3,65m	4,16m2
P.19	KOMUNIKACJA	PLYTKI GRES	2,56m	3,94m2
P.20	POMIESZCZENIE PIELĘGNIARKI	PLYTKI GRES	3,65m	11,66m2
				270,97m2

UKŁAD SIECI TN-S
OCHRONA DODATKOWA : WYŁĄCZENIE SZYBKIE
OKABLOWANIE NA SUFICIE WYKONAĆ W KORYTKACH KABLOWYCH/ BEZ NARUSZENIA PŁYT OGNIODOPORNYCH
OKABLOWANIE NA SCIENNE WYKONAĆ W BRUdach P/T

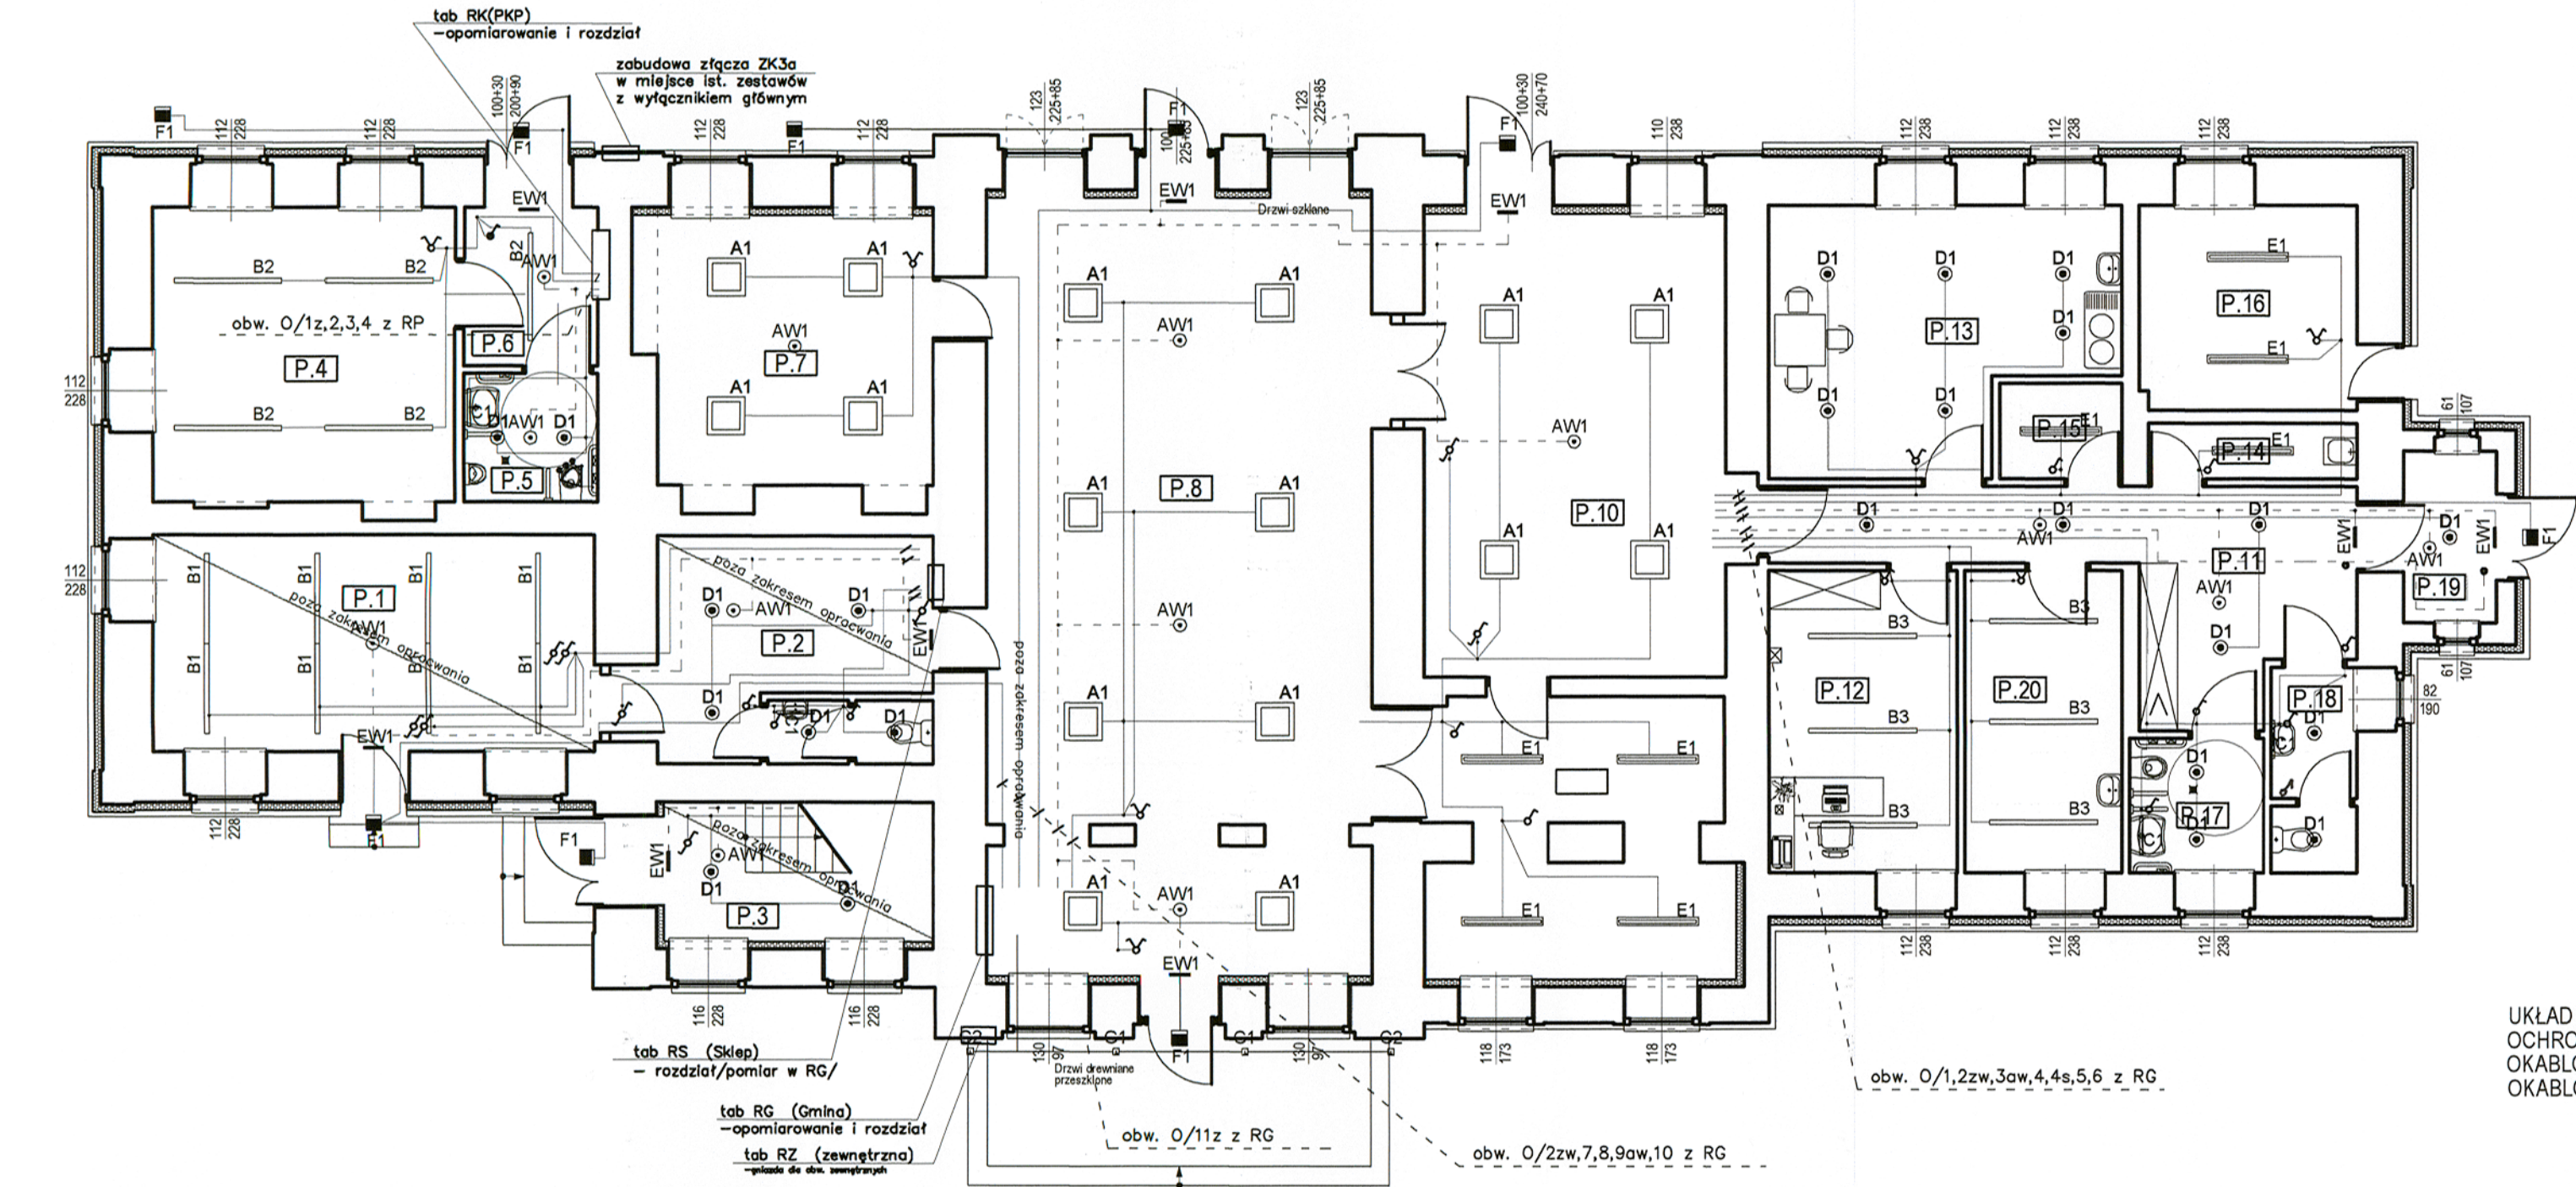

Legenda oprav oświeiteniowych	
A1	LUXIONA Troli X-LINE SQ N LED 5200LM 43W PLX E 24 840 zwieszana - szczegółowy opis oprawy wg specyfikacji technicznej
B1	LUXIONA Troli X-LINE LED 3250LM 30W PLX E 24 840 LINIA-E / L-1500 zwieszana - szczegółowy opis oprawy wg specyfikacji technicznej
B2	LUXIONA Troli X-LINE LED 3900LM 33W MICRO-PRM E 24 840 / L-1800 zwieszana - szczegółowy opis oprawy wg specyfikacji technicznej
B3	LUXIONA Troli X-LINE LED 3900LM 33W PLX E 24 840 / L-1800 zwieszana - szczegółowy opis oprawy wg specyfikacji technicznej
C1	LUXIONA Troli X-WALL K9 LED 1300LM 11W PLX E IP44 840 / L-600 - szczegółowy opis oprawy wg specyfikacji technicznej
D1	LUXIONA Troli BERYL LED N O 5Y 2500LM 29W E 34 840 - szczegółowy opis oprawy wg specyfikacji technicznej
E1	LUXIONA Troli NEPTUN LED 4400LM 34W PC OPAL E IP65 840 - szczegółowy opis oprawy wg specyfikacji technicznej
F1	LUXIONA Troli UPDOOR 2x18W TCL SHM E IP65 34 1h AT 840/TERMOSTAT - szczegółowy opis oprawy wg specyfikacji technicznej
G1	LUXIONA Troli KUBIK LED 1X2,4W 24"/3000K E IP65 21 - szczegółowy opis oprawy wg specyfikacji technicznej
G2	LUXIONA Troli KUBIK LED 2X2,4W 24"/3000K E IP65 21 - szczegółowy opis oprawy wg specyfikacji technicznej
H1	LUXIONA Troli FASAD WALL LED 650LM SH SYM MEDIUM E IP65 830 / L-364mm - szczegółowy opis oprawy wg specyfikacji technicznej
AW1	LUXIONA Troli AXNO LED 3W IP65 AW 1h SE AT - szczegółowy opis oprawy wg specyfikacji technicznej
EW1	LUXIONA Troli IFB LED 1,2W AW 2h SE AT naścienna - szczegółowy opis oprawy wg specyfikacji technicznej

ALMA
PROJEKT

PRACOWNIA ARCHYTEKTONICZNO - URBANISTYCZNA
MGR INŻ. ARCH. MACIEJ KOLESIŃSKI

41-260 SŁAWKÓW, ul. WRZOSOWA 35, tel./fax. (032) 2609479, kom. 693 120 172, e-mail: biuro@almaprojekt.pl
NIP: 629-177-13-42, REGON: 277727322, PKO SA O/KATOWICE 23 12404227 1111000048433439

TYTUŁ OPRACOWANIA LOKALIZACJA PROJEKT BUDOWLANY
REWITALIZACJA CENTRUM GMINY W MIEJSCOWOŚCI MIECHÓW - CHARSZNICA
PRZEBUDOWA BUDYNKU DWORCA KOLEJOWEGO W MIECHOWIE - CHARSZNICY
WRAZ ZE ZMIANĄ SPOSOBU UŻYTKOWANIA CZĘŚCI PARTERU BUDYNKU
NA GMINNY OŚRODEK KULTURY
LOKALIZACJA: MIECHÓW - CHARSZNICA, UL. KOLEJOWA 1, NR EW. DZ.: 43/21, OBRĘB 0007 MIECHÓW - CHARSZNICA

INWESTOR
GMINA CHARSZNICA
ul. KOLEJOWA 20
32-250 CHARSZNICA

TRZĘŚĆ RYSUNKU PROJEKT ARCHYTEKTONICZNO-BUDOWLANY - INSTALACJE ELEKTRYCZNE
INSTALACJA ROZDZIELCZA- OŚWIETLENIE

SKALA
1:100

PROJEKTANT
mgr inż. ROBERT GŁĄB
upr. bud.-inst. el. nr 315/09, czł. Małopolskiej Okręgowej Izby Bud. nr MAP/IE/0300/03

DATA
09.2015

PODPIS

UMOWA NR
IR7011.1.01.15

SPRAWDZAJĄCY
inż. MAREK MARZEC
upr. bud.-inst. el. nr 539/06, czł. Małopolskiej Okręgowej Izby Bud. nr MAP/IE/0116/03

NR PROJEKTU
08/PB/15

KIEROWNIK ZESPOŁU PROJEKTOWEGO
mgr inż. arch. MACIEJ KOLESIŃSKI
upr. architektoniczne nr 190/2001, czł. Śląskiej Okręgowej Izby Architektów nr SL-0022

NR RYSUNKU
PB-E-3

Załączona materiały stanowią własność firmy P.A.-U. ALMAPROJEKT. Ani umysłowe prawa własności, ani dane, ani know-how, ani tajemnice interesu oraz know-how ich używania nie jest oddana za darmo i nie jest tożsamością. Wszystkie informacje dotyczące wyłączenia odpowiedzialności, przekazane w celu ich oceny, których do informacji nie wolno reprodukcji ani przekazywać osobom trzecim. Oczekując tego nie można ich wykorzystywać do produkcji lub innych celów, chyba że za zgodą pisemną zwrócić się do P.A.-U. ALMAPROJEKT. Przyjęcie tego dokumentu należy rozumieć jako przyjęcie powyższych warunków.

250

RZUT PARTERU

STAN PROJEKTOWANY

CZĘŚĆ PARTERU BUDYNKU POZA ZAKRESEM OPRACOWANIA


L. P.	NAZWA POMIESZCZENIA	POSADZKA	WYSOKOŚĆ POM. W ŚWIETLE [m]	POW. [m2]
P.1	POMIESZCZENIE SKLEPU 1	PLYTKI GRES	3,43m	23,63m2
P.2	POMIESZCZENIE SKLEPU 2	PLYTKI GRES	3,88m	15,53m2
P.3	KLATKA SCHODOWA	PLYTKI GRES	3,88m	9,24m2

CZĘŚĆ PARTERU BUDYNKU OBJĘTA OPRACOWANIEM

L. P.	NAZWA POMIESZCZENIA	POSADZKA	WYSOKOŚĆ POM. W ŚWIETLE [m]	POW. [m2]
P.4	POCZEKALNIA	PLYTKI GRES	3,16m	21,94m2
P.5	WC OGÓLNODOSTĘPNE	PLYTKI GRES	3,16m	4,24m2
P.6	KOMUNIKACJA	PLYTKI GRES	3,16m	5,25m2
P.7	SALA NR 1	PLYTKI GRES	3,65m	18,40m2
P.8	SALA NR 2	PLYTKI GRES	3,65m	73,26m2
P.9	MAGAZYN	PLYTKI GRES	3,65m	19,15m2
P.10	SALA NR 3	PLYTKI GRES	3,65m	34,65m2
P.11	KOMUNIKACJA	PLYTKI GRES	3,65m	18,43m2
P.12	POMIESZCZENIE BIUROWE	PLYTKI GRES	3,65m	14,03m2
P.13	POM. ZAPLECZA KUCHENNEGO	PLYTKI GRES	3,65m	20,47m2
P.14	POMIESZCZENIE PORZĄDKOWE	PLYTKI GRES	3,65m	2,84m2
P.15	BRUDOWNIK	PLYTKI GRES	3,65m	2,87m2
P.16	KOTŁOWNIA	PLYTKI GRES	3,65m	10,93m2
P.17	WC DAMSKICH OSOB NIEPEŁNOSPRAWNYCH	PLYTKI GRES	3,65m	4,45m2
P.18	WC MĘSKIE	PLYTKI GRES	3,65m	4,16m2
P.19	KOMUNIKACJA	PLYTKI GRES	2,56m	3,94m2
P.20	POMIESZCZENIE PIELĘGNIARKI	PLYTKI GRES	3,65m	11,66m2
				270,97m2

UKŁAD SIECI TN-S
OCHRONA DODATKOWA : WYŁĄCZENIE SZYBKIE

OKABLOWANIE NASCIENNE - WYKONAĆ W BRUZZACH P/T

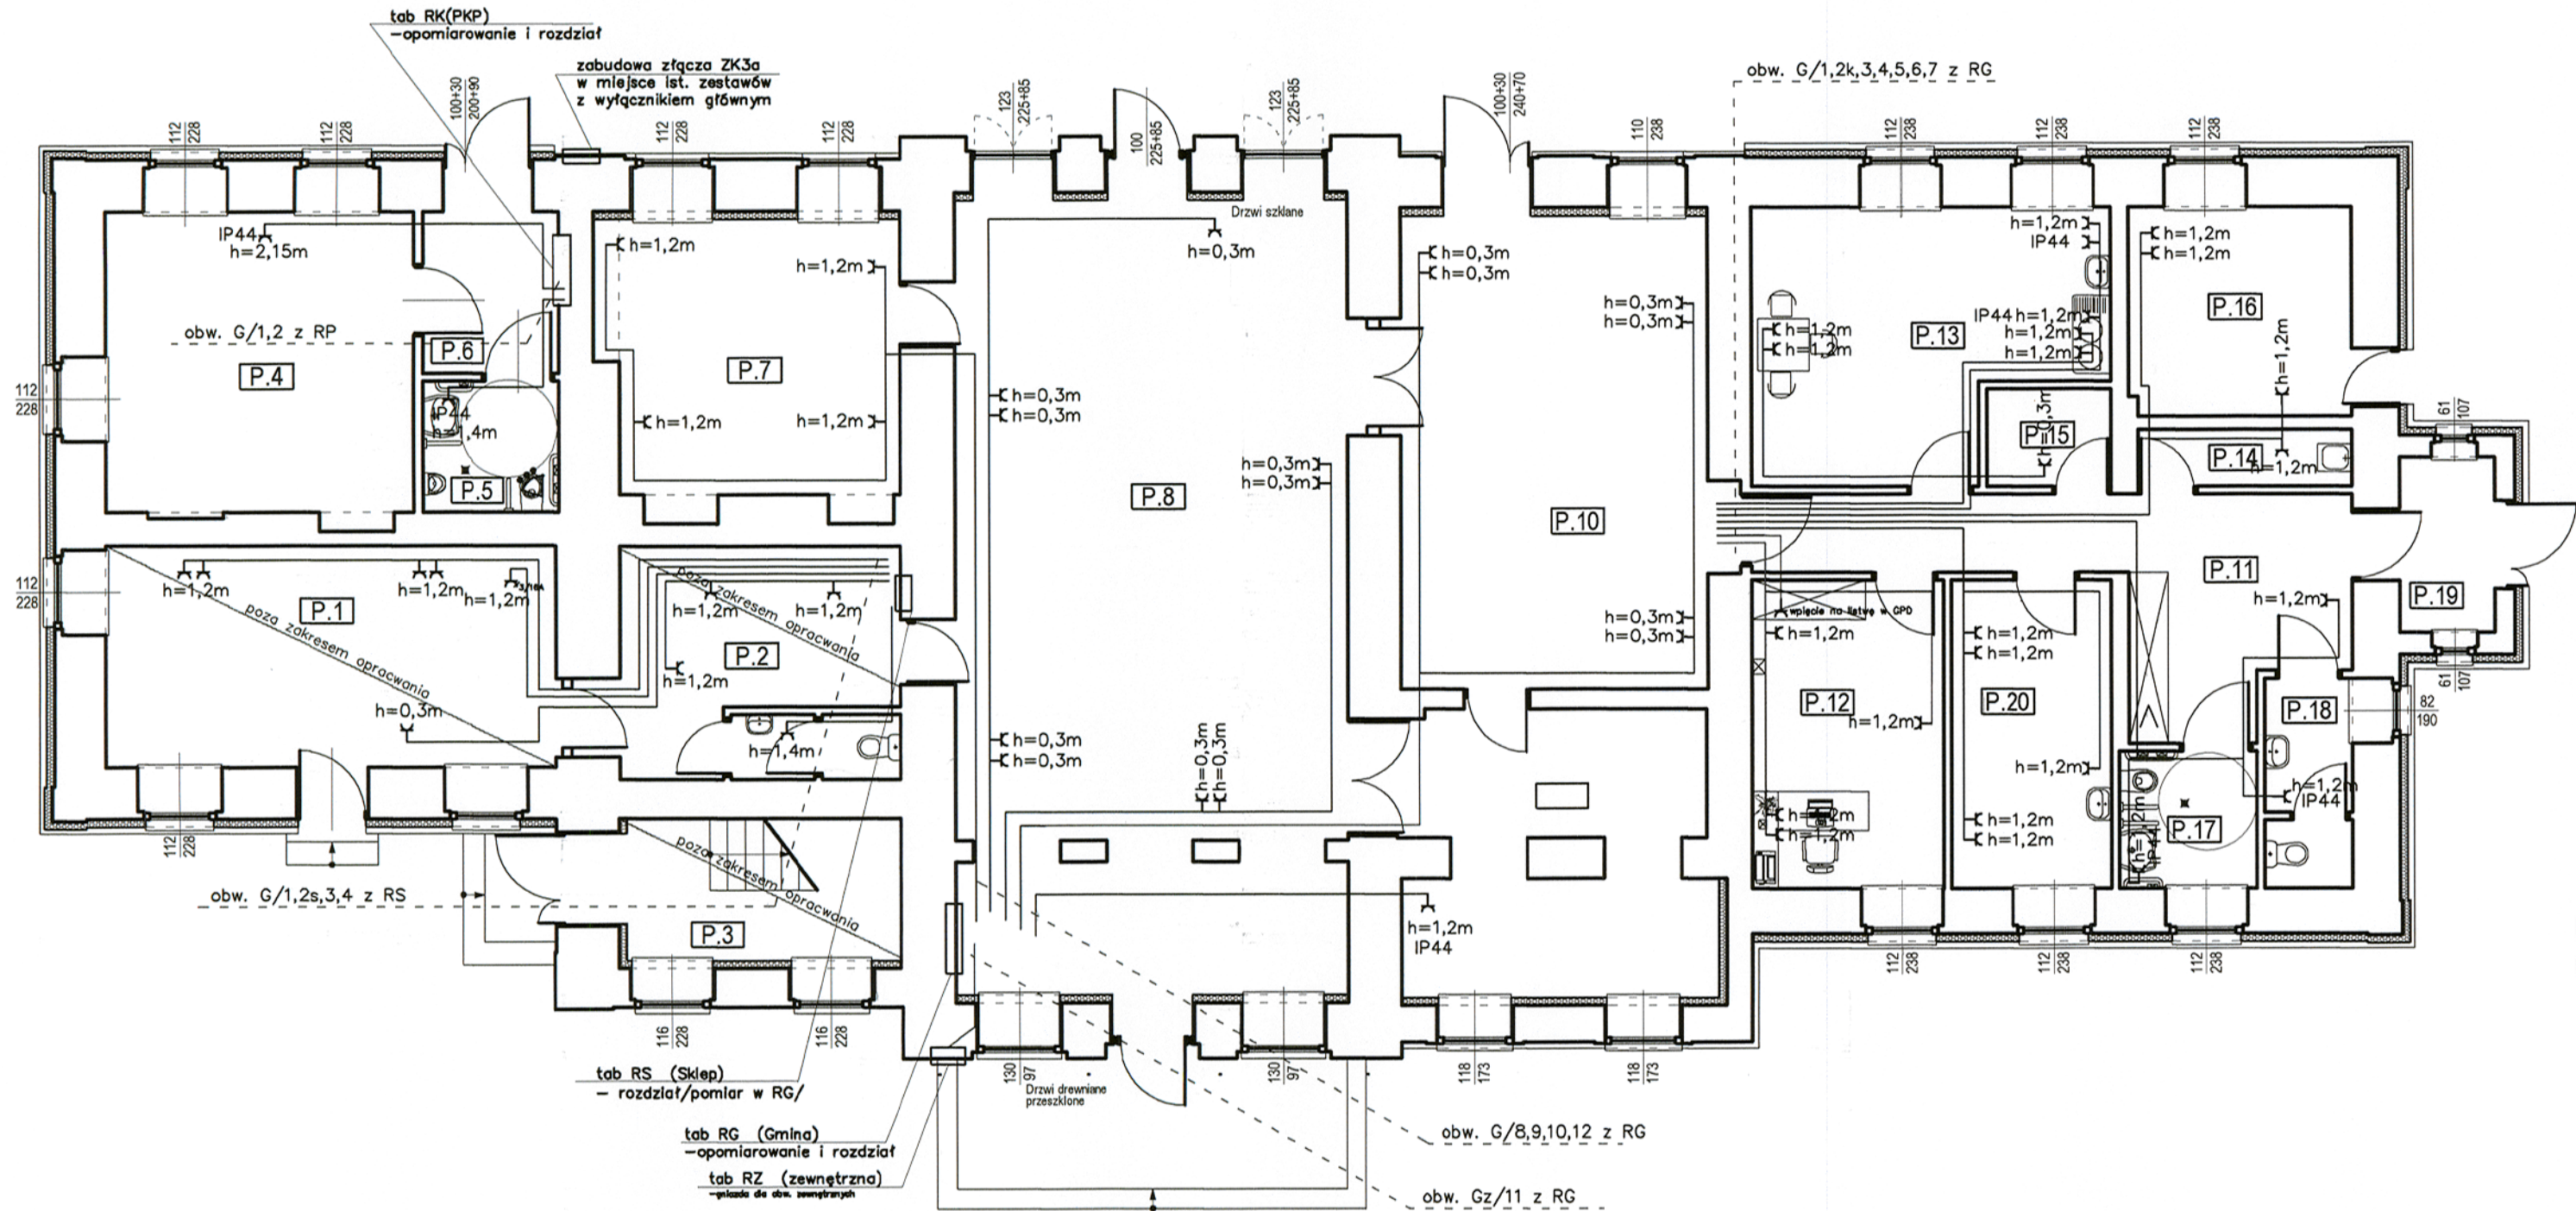

ALMA
PROJEKT

PRACOWNIA ARCHITEKTONICZNO - URBANISTYCZNA
MGR INŻ. ARCH. MACIEJ KOLESIŃSKI

41-260 SŁAWKÓW, ul. WRZOSOWA 35, tel./fax. (032) 2609479, kom. 693 120 172, e-mail: biuro@almaprojekt.pl
NIP: 629-177-13-42, REGON: 277727322, PKO SA O/KATOWICE 23 12404227 1111000048433439

TYTUŁ OPRACOWANIA: LOKALIZACJA PROJEKTU BUDOWLANEGO
REWITALIZACJA CENTRUM GMINY W MIEJSCOWOŚCI MIECHÓW - CHARSZNICA
PRZEBUDOWA BUDYNKU DWORCA KOLEJOWEGO W MIECHOWIE - CHARSZNICY
WRAZ ZE ZMIANĄ SPOSOBU UŻYTKOWANIA CZĘŚCI PARTERU BUDYNKU
NA GMINNY OŚRODEK KULTURY
LOKALIZACJA: MIECHÓW - CHARSZNICA, UL. KOLEJOWA 1, NR EW. DZ.: 43/21, OBRĘB 0007 MIECHÓW - CHARSZNICA

INWESTOR
GMINA CHARSZNICA
ul. KOLEJOWA 20
32-250 CHARSZNICA

TREŚĆ RYSUNKU: PROJEKT ARCHITEKTONICZNO-BUDOWLANY - INSTALACJE ELEKTRYCZNE
INSTALACJA Gniazd WTYKOWYCH

SKALA
1:100

PROJEKTANT
mgr inż. ROBERT GŁĄB
upr. bud.-inst. el. nr 315/99, czł. Małopolskiej Okręgowej Izby Bud. nr MAP/IE/0300/03
SPRAWDZAJĄCY
inż. MAREK MARZEC
upr. bud.-inst. el. nr 538/89, czł. Małopolskiej Okręgowej Izby Bud. nr MAP/IE/0116/03
KIEROWNIK ZESPÓŁU PROJEKTOWEGO
mgr inż. arch. MACIEJ KOLESIŃSKI
upr. architektoniczne nr 189/2001, czł. Śląskiej Okręgowej Izby Architektów nr SL-0022

DATA
09.2015

PODPIS

UMOWA NR
IR7011.1.01.15
NR PROJEKTU
08/PB/15
NR RYSUNKU
PB-E-4

Załączona materiały stanowią własność firmy P.A.-U. ALMA PROJEKT. Ani umysłowe prawa własności, ani dane, ani know-how, ani tajemnice interesu oraz know-how nie jest oddzielona zarówno pośrednio jak i bezpośrednio. Wszystkie informacje dotyczące wyłączenia adresu, przekazane w celu ich oceny, których to informacji nie wolno rozpowszechniać ani przekazywać osobom trzecim. Ciepło tego nie można ich wykorzystywać do produkcji lub innych celów albo też nawet upowszechniać kopii tego bez jednoczesnego, pisemnego zezwolenia firmy P.A.-U. ALMA PROJEKT. Przyjęcie tego dokumentu należy rozumieć jako przyjęcie powyższych wymienionych warunków.



L. P.	NAZWA POMIESZCZENIA	POSADZKA	WYSOKOŚĆ POM. W ŚWIETLE [m]	POW. [m ²]
P.4	POCZEKALNIA	PLYTKI GRES	3,16m	21,94m ²
P.5	WC OGÓLNODOSTĘPNE	PLYTKI GRES	3,16m	4,24m ²
P.6	KOMUNIKACJA	PLYTKI GRES	3,16m	5,25m ²
P.7	SALA NR 1	PLYTKI GRES	3,65m	18,40m ²
P.8	SALA NR 2	PLYTKI GRES	3,65m	73,26m ²
P.9	MAGAZYN	PLYTKI GRES	3,65m	19,15m ²
P.10	SALA NR 3	PLYTKI GRES	3,65m	34,65m ²
P.11	KOMUNIKACJA	PLYTKI GRES	3,65m	18,43m ²
P.12	POMIESZCZENIE BIUROWE	PLYTKI GRES	3,65m	14,03m ²
P.13	POM. ZAPLECZA KUCHENNEGO	PLYTKI GRES	3,65m	20,47m ²
P.14	POMIESZCZENIE PORZĄDKOWE	PLYTKI GRES	3,65m	2,84m ²
P.15	BRUDOWNIK	PLYTKI GRES	3,65m	2,87m ²
P.16	KOTŁOWNIA	PLYTKI GRES	3,65m	10,93m ²
P.17	WC DAMSKI/ OSOBY NIEPEŁNOSPRAWNE	PLYTKI GRES	3,65m	4,45m ²
P.18	WC MĘSKI	PLYTKI GRES	3,65m	4,16m ²
P.19	KOMUNIKACJA	PLYTKI GRES	2,56m	3,94m ²
P.20	POMIESZCZENIE PIELĘGNIARKI	PLYTKI GRES	3,65m	11,68m ²
				270,97m ²

257